


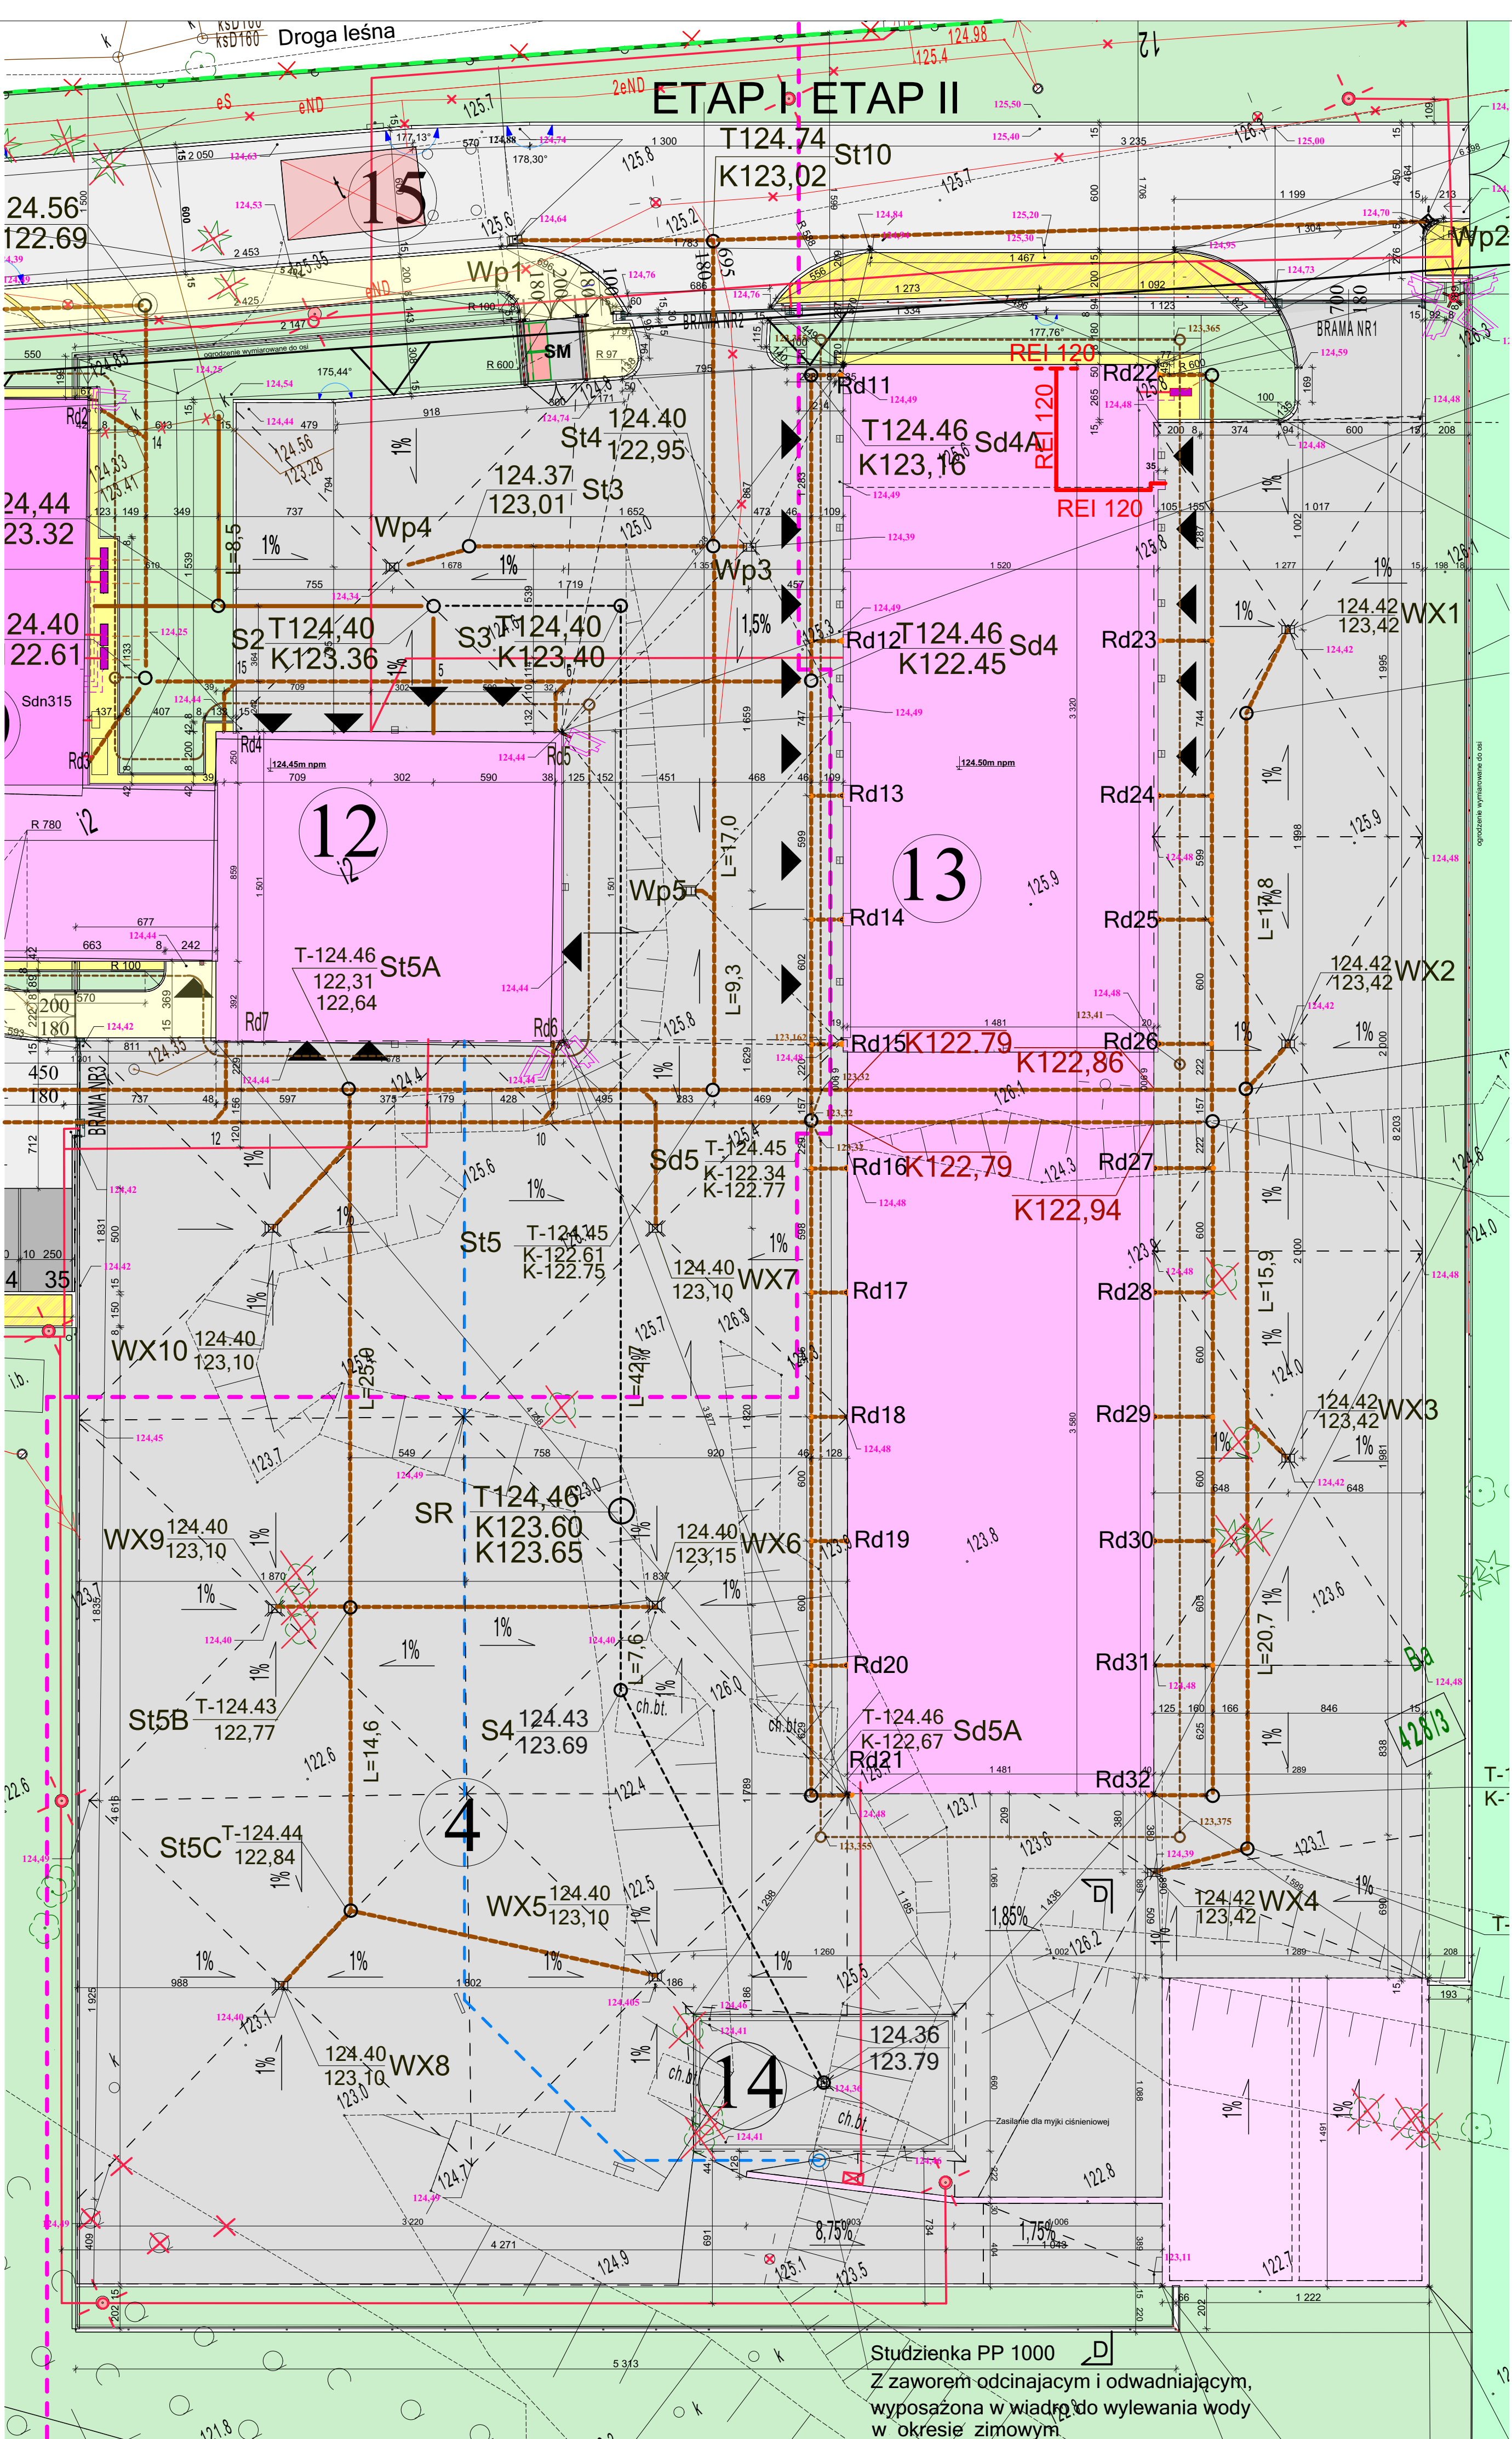

LEGENDA :	
A-B-C-D...P-R-A GRANICA OPRACOWANIA	
Elementy zagospodarowania ISTNIEJĄCE	Elementy zagospodarowania PROJEKTOWANE
SKARPY ISTNIEJĄCE	PRZEBUDOWA I NADBUDOWA
ZŁĄCZKA KABLOWE IST	ROZBUDOWA
TEREN ZIELONY PRZY STAWIE	BUDOWA: garaże, wiatła mag., agregat prąd.
SIEĆ KANALIZACJI SANITARNEJ IST.	BUDOWA: loksy na krużwy
SIEĆ WODOCIĄGOWA IST.	BUDOWA: słojskownik
ISTN. SŁUP OŚWIETLENIOWY	PLACE UTWARDZONE
LINIA NAPIĘCIOWA IST.	DROGI DOJAZDOWE
KABEL ENERGETYCZNY eNn IST.	PARKINGI
SIEĆ GAZOWA IST.	CHODNIKI K. BRUK BETON
DRZEWIA LIŚCIASTE IST.	CHODNIKI K. BRUK KLINKIER
OGRODZENIE ISTNIEJĄCE	CHODNIKI K. KAMIENNA GRANIT
STAWY WODNE ISTN.	OPASKA - kruszyno kamienne w kolorze białym
DRZEWIA IGŁASTE IST.	PRZEPOMPOWNIA SCIEKÓW ZGODNIE Z DECYZJĄ NR AB.6740.1.93.2019 Z DWA.01.03.2019r.
ISTN. KOTY WYSOKOŚCIOWE PRZED NIVELACJĄ TERENU	SMIETNIK
PRZYŁĄCZE WODY ISTNIEJĄCE	TEREN ZIELONY PROJEKTOWANY ZWIĄZANY Z INWESTYCYJĄ DOTYČĄCĄ ZGR.
HP ISTNIEJĄCY HYDRANT P.POZ	PODZIAŁ INWESTYCJI NA ETAPY
RÓW ISTN.	SK1 PROJ. WEJŚCIA DO BUDYNKÓW
ISTNIEJĄCE GRANICE DZIAŁEK	POZIOM POSADZKI PARTERU
NR DZIAŁEK OBJĘTYCH OPRACOWANIEM	ZEWNETRZNA INST. KANALIZACJI SANITARNEJ PROJ.
	SŁUP OŚWIETLENIOWY DO DEMONTAŻU PROJ.
	ZEWNETRZNA INST. KANALIZACJI TECHNICZNEJ PROJ.
	ZEWNETRZNA INST. KANALIZACJI DESZCZOWEJ PROJ.
	KABEL ENERGETYCZNY eNn PROJ.
	SŁUP OŚWIETLENIOWY PROJ.
	SŁUP MONITORINGU PROJ.
	FURTKA Z BRAMĄ PRZESUWNA PROJ.
	ZIELEN TERENU DO REKULTYW. W WYNIKU LIKWID. URZĄDZEN BUDYNKÓW BUDOW. PO OCZYSZCZALNI SCIEKÓW
	ISTNIEJĄCE DRZEWIA LIŚCIASTE DO LIKWIDACJI
	ISTNIEJĄCE DRZEWIA IGŁASTE DO LIKWIDACJI
	ZEWNETRZNA INST. WODY PROJEKTOWANA
	BUDYNKI ISTNIEJĄCE DO ROZBIÓRKI
	STUDNIA KAN. SANITARNEJ DO ROZBIÓRKI
	ZEWNETRZNA INSTAL. KAN. SANITARNEJ DO ROZBIÓRKI
	OGRODZENIE PROJEKTOWANE
	ISTNIEJĄCE OGRODZENIE Z FURTkami DO ROZEBRANIA
	RURY OCHRONNE PROJ.
	OPRAWA OŚWIETLENIOWA GRUNTOWA
	SZAFKA STERILIZACJI POMP PROJ.
	LINIA KABLOWA DO DEMONTAŻU PROJ.
	SEPARATOR ROPPODCHODNYCH PROJ.
	PRZYŁĄCZE WODY PROJEKTOWANE
	KAMERA ZEWNETRZNA PROJ.
	ZEWNETRZNA INST. DRENÓW PROJEKTOWANA
	POMPY CIEPŁA JEDN. ZEWN.
	ZEWNETRZNA INSTAL. CIEPŁOCIĄGU
	ODPROWADZENIE SKROPLIN Z POMP CIEPŁA
	RZĘDNE PROJEKTOWANE

PRACOWNIA PROJEKTOWA PROJEKTOWANIE I NADZOROWANIE ZDZISŁAW KUFEL 89-600 CHOJNICE, ul. Sułkiewników 6	
NAZWA ZAMIERZENIA BUDOWLANEGO	
1. ROZBUDOWA, PRZEBUDOWA BUDYNKU BIUROWO-MAGAZYNOWO-WARSZTATOWEGO, 2. BUDOWA BUDYNKU GARAŻOWO-MAGAZYNOWEGO Z AGREGATEM PRĄDOTWORCZYM I BOKSAM NA KRUSZYWO 3. BUDOWA INFRASTRUKTURY TECHNICZNEJ I ZAGOSPODAROWANIA TERENU 4. PRZEBUDOWA PRZEPOMPOWNI SCIEKÓW SANITARNYCH 5. ROZBIÓRKA BUDYNKÓW I BUDOWLI PO OCZYSZCZALNI	
PROJEKT BUDOWLANY ZMIAN DO PROJEKTU OBJĘTEGO POZWOLENIEM NA BUDOWĘ ZGODNIE Z DECYZJĄ NR AB.6740.1.396.2019 Z DWA.04.06.2019r. ORAZ DECYZJĄ NR AB.6740.1.93.2019 Z DWA.01.03.2019r.	
PROJEKT ZAGOSPODAROWANIA TERENU	
DETAL PZT ETAP II	SKALA 1:200
PROJ. ARCHITECTURY MOR INZ. ARCH. ZDZISŁAW KUFEL UAN-KZ-771073788 w spół. z arch.	SPR. ARCHITECTURY MOR INZ. ARCH. LESŁAW GAJDA upr. nr UAN83463388 w spół. z arch.
Data: 08.01.2021	Data: 08.01.2021
NR RYS.: 3	