

PROFIL ZEWN. KANALIZACJI DESZCZOWEJ


Skala 1 : 500/100

Poziom wody gruntowej - odwodnienie igłofiltry co 1.50m, szt 41

Rd1

Odwiert 1
123.71

Istn.studnia Ks do demontażu
wraz z przykanalikiem 1-7.0m

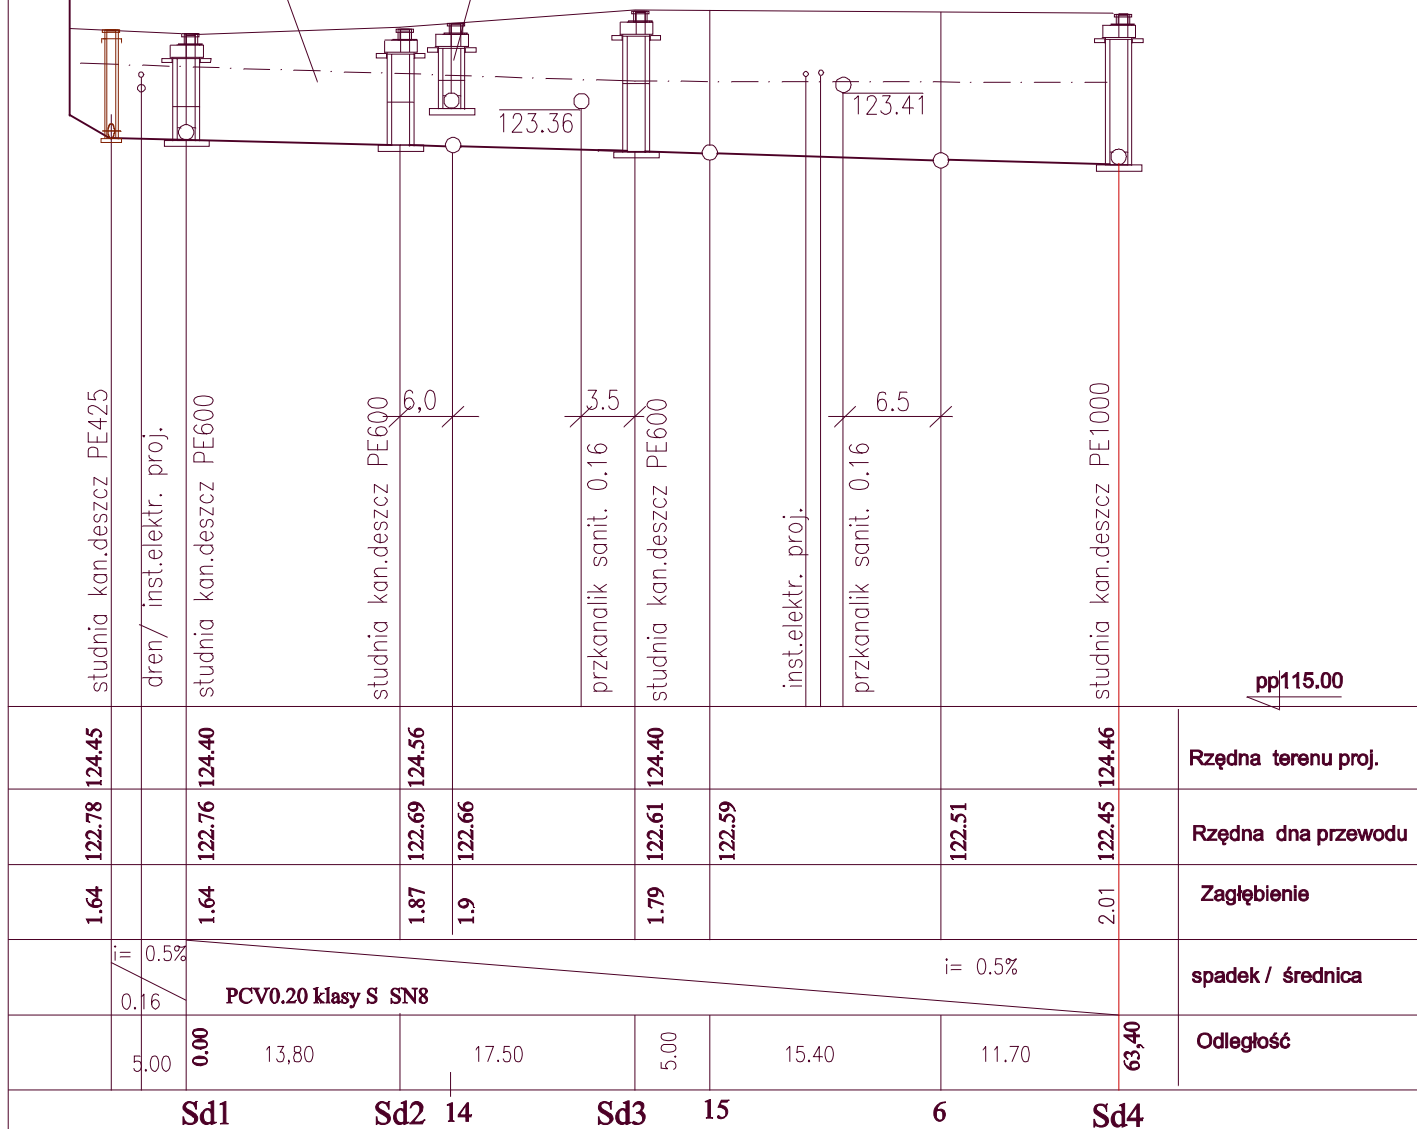

PRACOWNIA PROJEKTOWA PROJEKTOWANIE I NADZOROWANIE ZDZISŁAW KUFEL 89-600 CHOJNICE , ul.Sukienników 6			
NAZWA ZAMIERZENIA BUDOWLANEGO:	1. ROZBUDOWA, PRZEBUDOWA BUDYNKU BIUROWO-MAGAZYNOWO- WARSZTATOWEGO. 2. BUDOWA BUDYNKU GARAŻOWO -MAGAZYNOWEGO Z AGREGATEM PRĄDOTWÓRCZYM I BOKSAMI NA KRUSZYWO. 3. BUDOWA INFRASTRUKTURY TECHNICZNEJ I ZAGOSPODAROWANIA TERENU 4. PRZEBUDOWA PRZEPOMPOWNI ŚCIEKÓW SANITARNYCH, 5. ROZBIÓRKA BUDYNKÓW I BUDOWLI PO OCZYSZCZALNI		
	PROJEKT BUDOWLANY ZMIAN DO PROJEKTU OBJĘTEGO POZWOLENIEM NA BUDOWĘ ZGODNIE Z DECYZJĄ NR AB.6740.1.350.2013 Z DNIA 04.06.2013r. ORAZ DECYZJĄ NR AB.6740.1.93.2019 Z DNIA 01.03.2019r.		
NAZWA OBIEKTU BUDOWLANEGO:	PRZYLĄCZE I ZEWN. INST WODY, ZEWN. INST. KANALIZACJI SANIT. ZEWN. INST. KANALIZACJI DESZCZOWEJ I DRENU		
PROJEKT BUDOWLANY	PROJEKT BUDOWLANY		
		SKALA	1:500/100
PROFILE ZEWNĘTRZNEJ INSTALACJI KANAL. DESZCZOWEJ Z DACHÓW		NR RYS	3
PROJ. INST. SANIT. HUBERT POTULSKI upr. nr 661/68 upr. nr 299/74 Bg UPR. NR GP-KZ 7342/425/94 w specj. inst. sanitarnych		ASYSTENT INST. SANIT. mgr inż. EWA TENEROWICZ	SPR. INST. SANIT. mgr inż. JAKUB GORLIK POM/0052/PWOS/10 w specj. inst. sanitarnych
Data: 08.01.2021		Data: 08.01.2021	Data: 08.01.2021