


PROFIL ZEWN. KANALIZACJI DESZCZOWEJ
Z DRÓG I PLACÓW

Skala 1 : 500/100

37 igiet

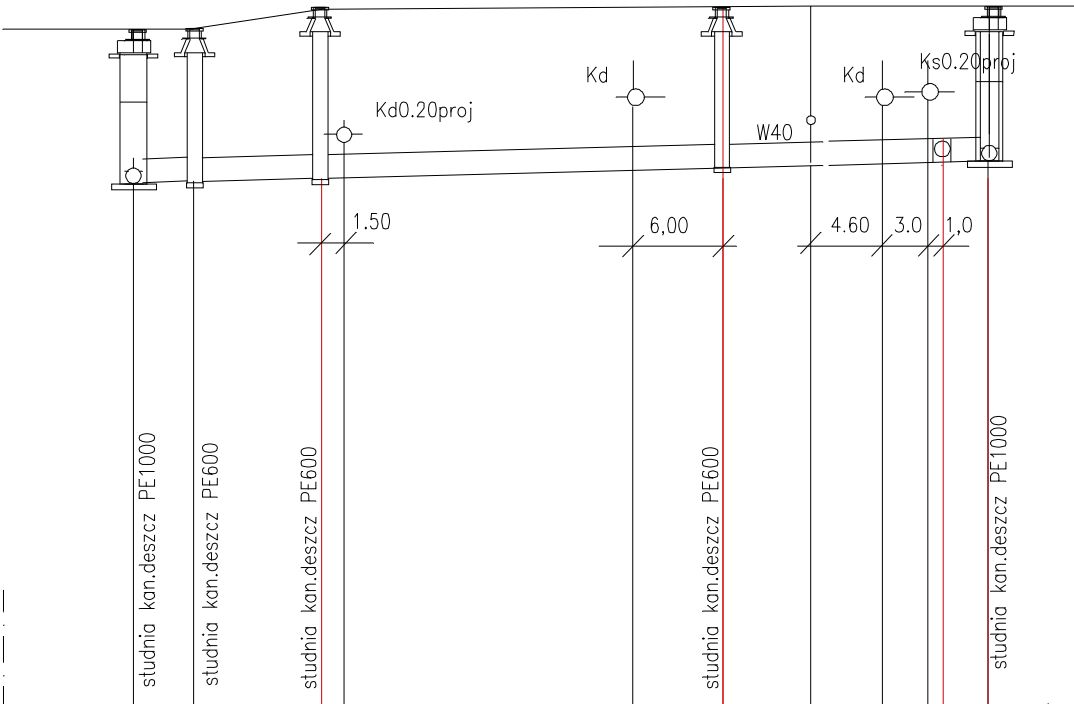

			124.16		124.16		124.32		124.46		124.45	Rzędna terenu proj.
			122.13		122.15		122.18		122.31		122.61	Rzędna dna przewodu
			2.03		2.01		2.14		2.14		1.84	Zagłębienie
			0,3%		i= 0.5%							spadek / średnica
			0.315 kl.S SN8		0.315 kl.S SN8							
	0.00	5.80	5.80	10.00	15.80	26,70	42,50	14,60	57,10	3,00	60,10	Odległość

St12 St7 St6 St5A 11 St5

PRACOWNIA PROJEKTOWA PROJEKTOWANIE I NADZOROWANIE ZDZISŁAW KUFEL 89-600 CHOJNICE , ul.Sukienników 6			
NAZWA ZAMIERZENIA BUDOWLANEGO:	1. ROZBUDOWA, PRZEBUDOWA BUDYNKU BIUROWO-MAGAZYNOWO- WARSZTATOWEGO, 2. BUDOWA BUDYNKU GARAŻOWO -MAGAZYNOWEGO Z AGREGATEM PRĄDOTWÓRCZYM I BOKSAMI NA KRUSZYWO, 3. BUDOWA INFRASTRUKTURY TECHNICZNEJ I ZAGOSPODAROWANIA TERENU 4. PRZEBUDOWA PRZEPOMPOWNI ŚCIEKÓW SANITARNYCH, 5. ROZBIÓRKA BUDYNKÓW I BUDOWLI PO OCZYSZCZALNI		
	PROJEKT BUDOWLANY ZMIAN DO PROJEKTU OBJĘTEGO POZWOLENIEM NA BUDOWĘ ZGODNIE Z DECYZJĄ NR AB.6740.1.350.2013 Z DNIA 04.06.2013r. ORAZ DECYZJĄ NR AB.6740.1.93.2019 Z DNIA 01.03.2019r.		
NAZWA OBIEKTU BUDOWLANEGO:	PRZYŁĄCZE I ZEWN. INST WODY, ZEWN. INST. KANALIZACJI SANIT. ZEWN. INST KANALIZACJI DESZCZOWEJ I DRENU		
PROJEKT BUDOWLANY	PROJEKT BUDOWLANY		
		SKALA	1:500/100
PROFILE ZEWNĘTRZNEJ INSTALACJI KANAL. DESZCZOWEJ Z TERENÓW UTWARDZONYCH		NR RYS	6
PROJ. INST. SANIT. HUBERT POTULSKI upr. nr 661/68 upr. nr 299/74 Bg UPR. NR GP-KZ 7342/425/94 w specj. inst. sanitarnych		ASYSTENT INST. SANIT. mgr inż.EWA TENEROWICZ	SPR. INST. SANIT. mgr inż. JAKUB GORLIK POM/0052/PWOS/10 w specj. inst. sanitarnych
Data: 08.01.2021		Data: 08.01.2021	Data: 08.01.2021