


PROFIL ZEWN. KANALIZACJI SANITARNEJ
Skala 1 : 500/100

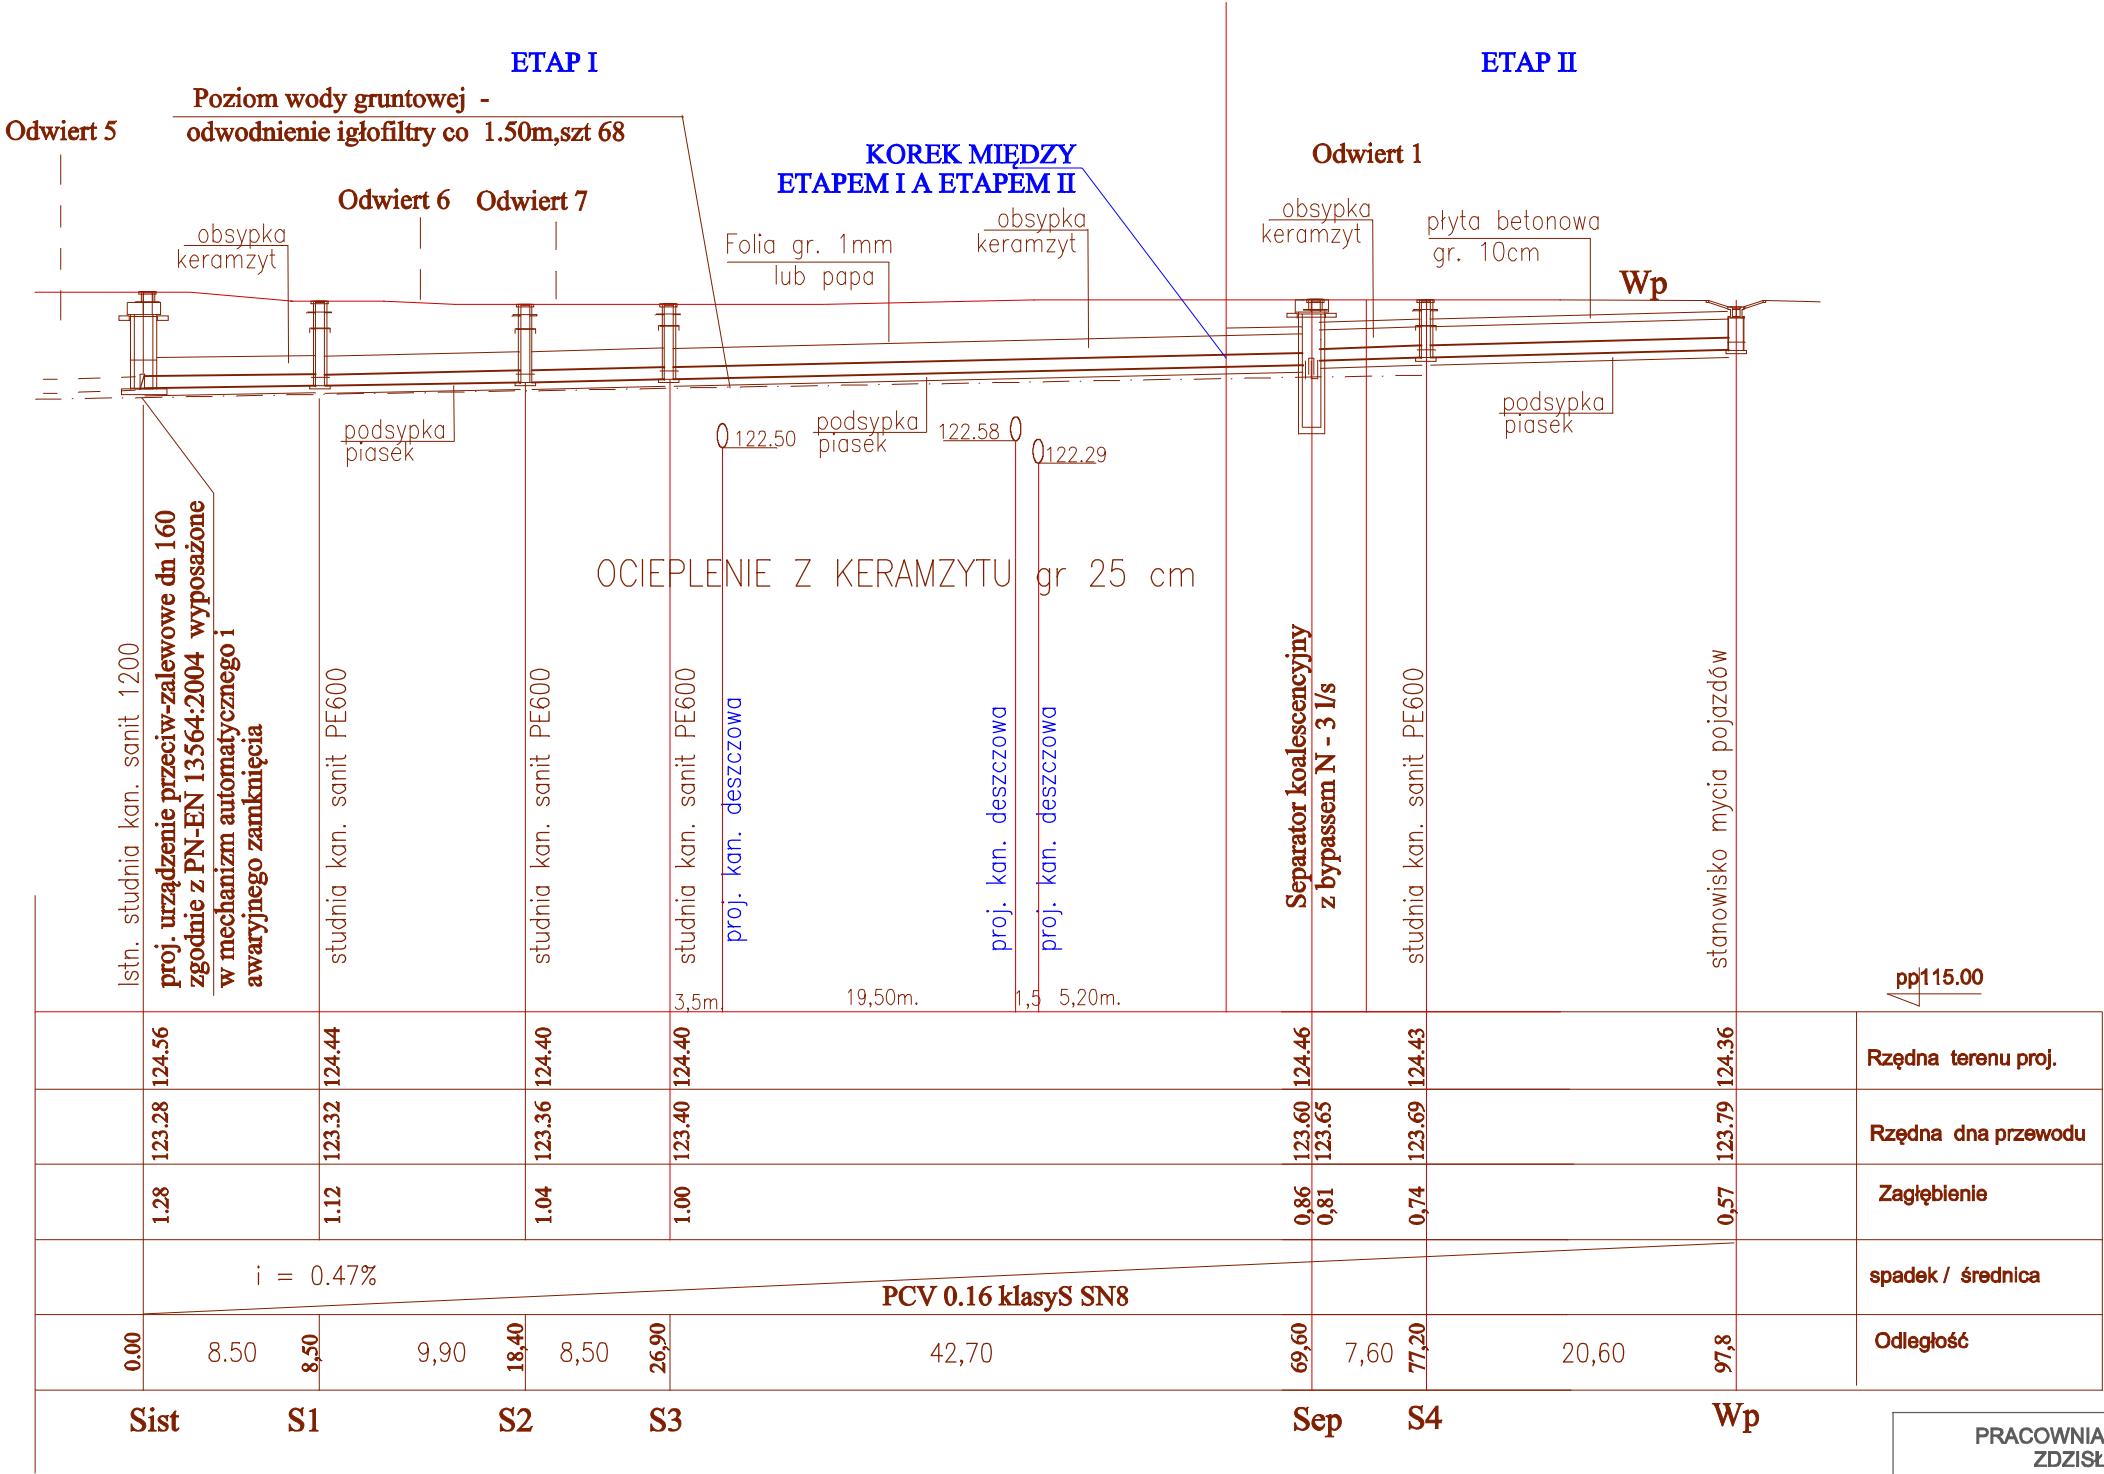

PRACOWNIA PROJEKTOWA PROJEKTOWANIE I NADZOROWANIE ZDZISŁAW KUFEL 89-600 CHOJNICE , ul.Sukienników 6			
NAZWA ZAMIERZENIA BUDOWLANEGO:	1. ROZBUDOWA, PRZEBUDOWA BUDYNKU BIUROWO-MAGAZYNOWO- WARSZTATOWEGO, 2. BUDOWA BUDYNKU GARAŻOWO -MAGAZYNOWEGO Z AGREGATEM PRĄDOTWÓRCZYM I BOKSAMI NA KRUSZYWO, 3. BUDOWA INFRASTRUKTURY TECHNICZNEJ I ZAGOSPODAROWANIA TERENU 4. PRZEBUDOWA PRZEPOMPOWNI ŚCIEKÓW SANITARNYCH, 5. ROZBIÓRKA BUDYNKÓW I BUDOWLI PO OCZYSZCZALNI		
	PROJEKT BUDOWLANY ZMIAN DO PROJEKTU OBJĘTEGO POZWOLENIEM NA BUDOWĘ ZGODNIE Z DECYZJĄ NR AB.6740.1.350.2013 Z DNIA 04.06.2013r. ORAZ DECYZJĄ NR AB.6740.1.93.2019 Z DNIA 01.03.2019r.		
NAZWA OBIEKTU BUDOWLANEGO:	PRZYŁĄCZE I ZEWN. INST WODY, ZEWN. INST. KANALIZACJI SANIT. ZEWN. INST. KANALIZACJI DESZCZOWEJ I DRENU		
PROJEKT BUDOWLANY	PROJEKT BUDOWLANY		
		SKALA	1:500/100
PROFILE ZEWNĘTRZNEJ INSTALACJI KANALIZACJI SANITARNEJ		NR RYS	10
PROJ. INST. SANIT. HUBERT POTULSKI upr. nr 661/68 upr. nr 299/74 Bg UPR. NR GP-KZ 7342/425/94 w specj. inst. sanitarnych		ASYSTENT INST. SANIT. mgr inż.EWA TENEROWICZ	
Data: 08.01.2021		SPR. INST. SANIT. mgr inż. JAKUB GORLIK POM/0052/PWOS/10 w specj. inst. sanitarnych	
Data: 08.01.2021		Data: 08.01.2021	