


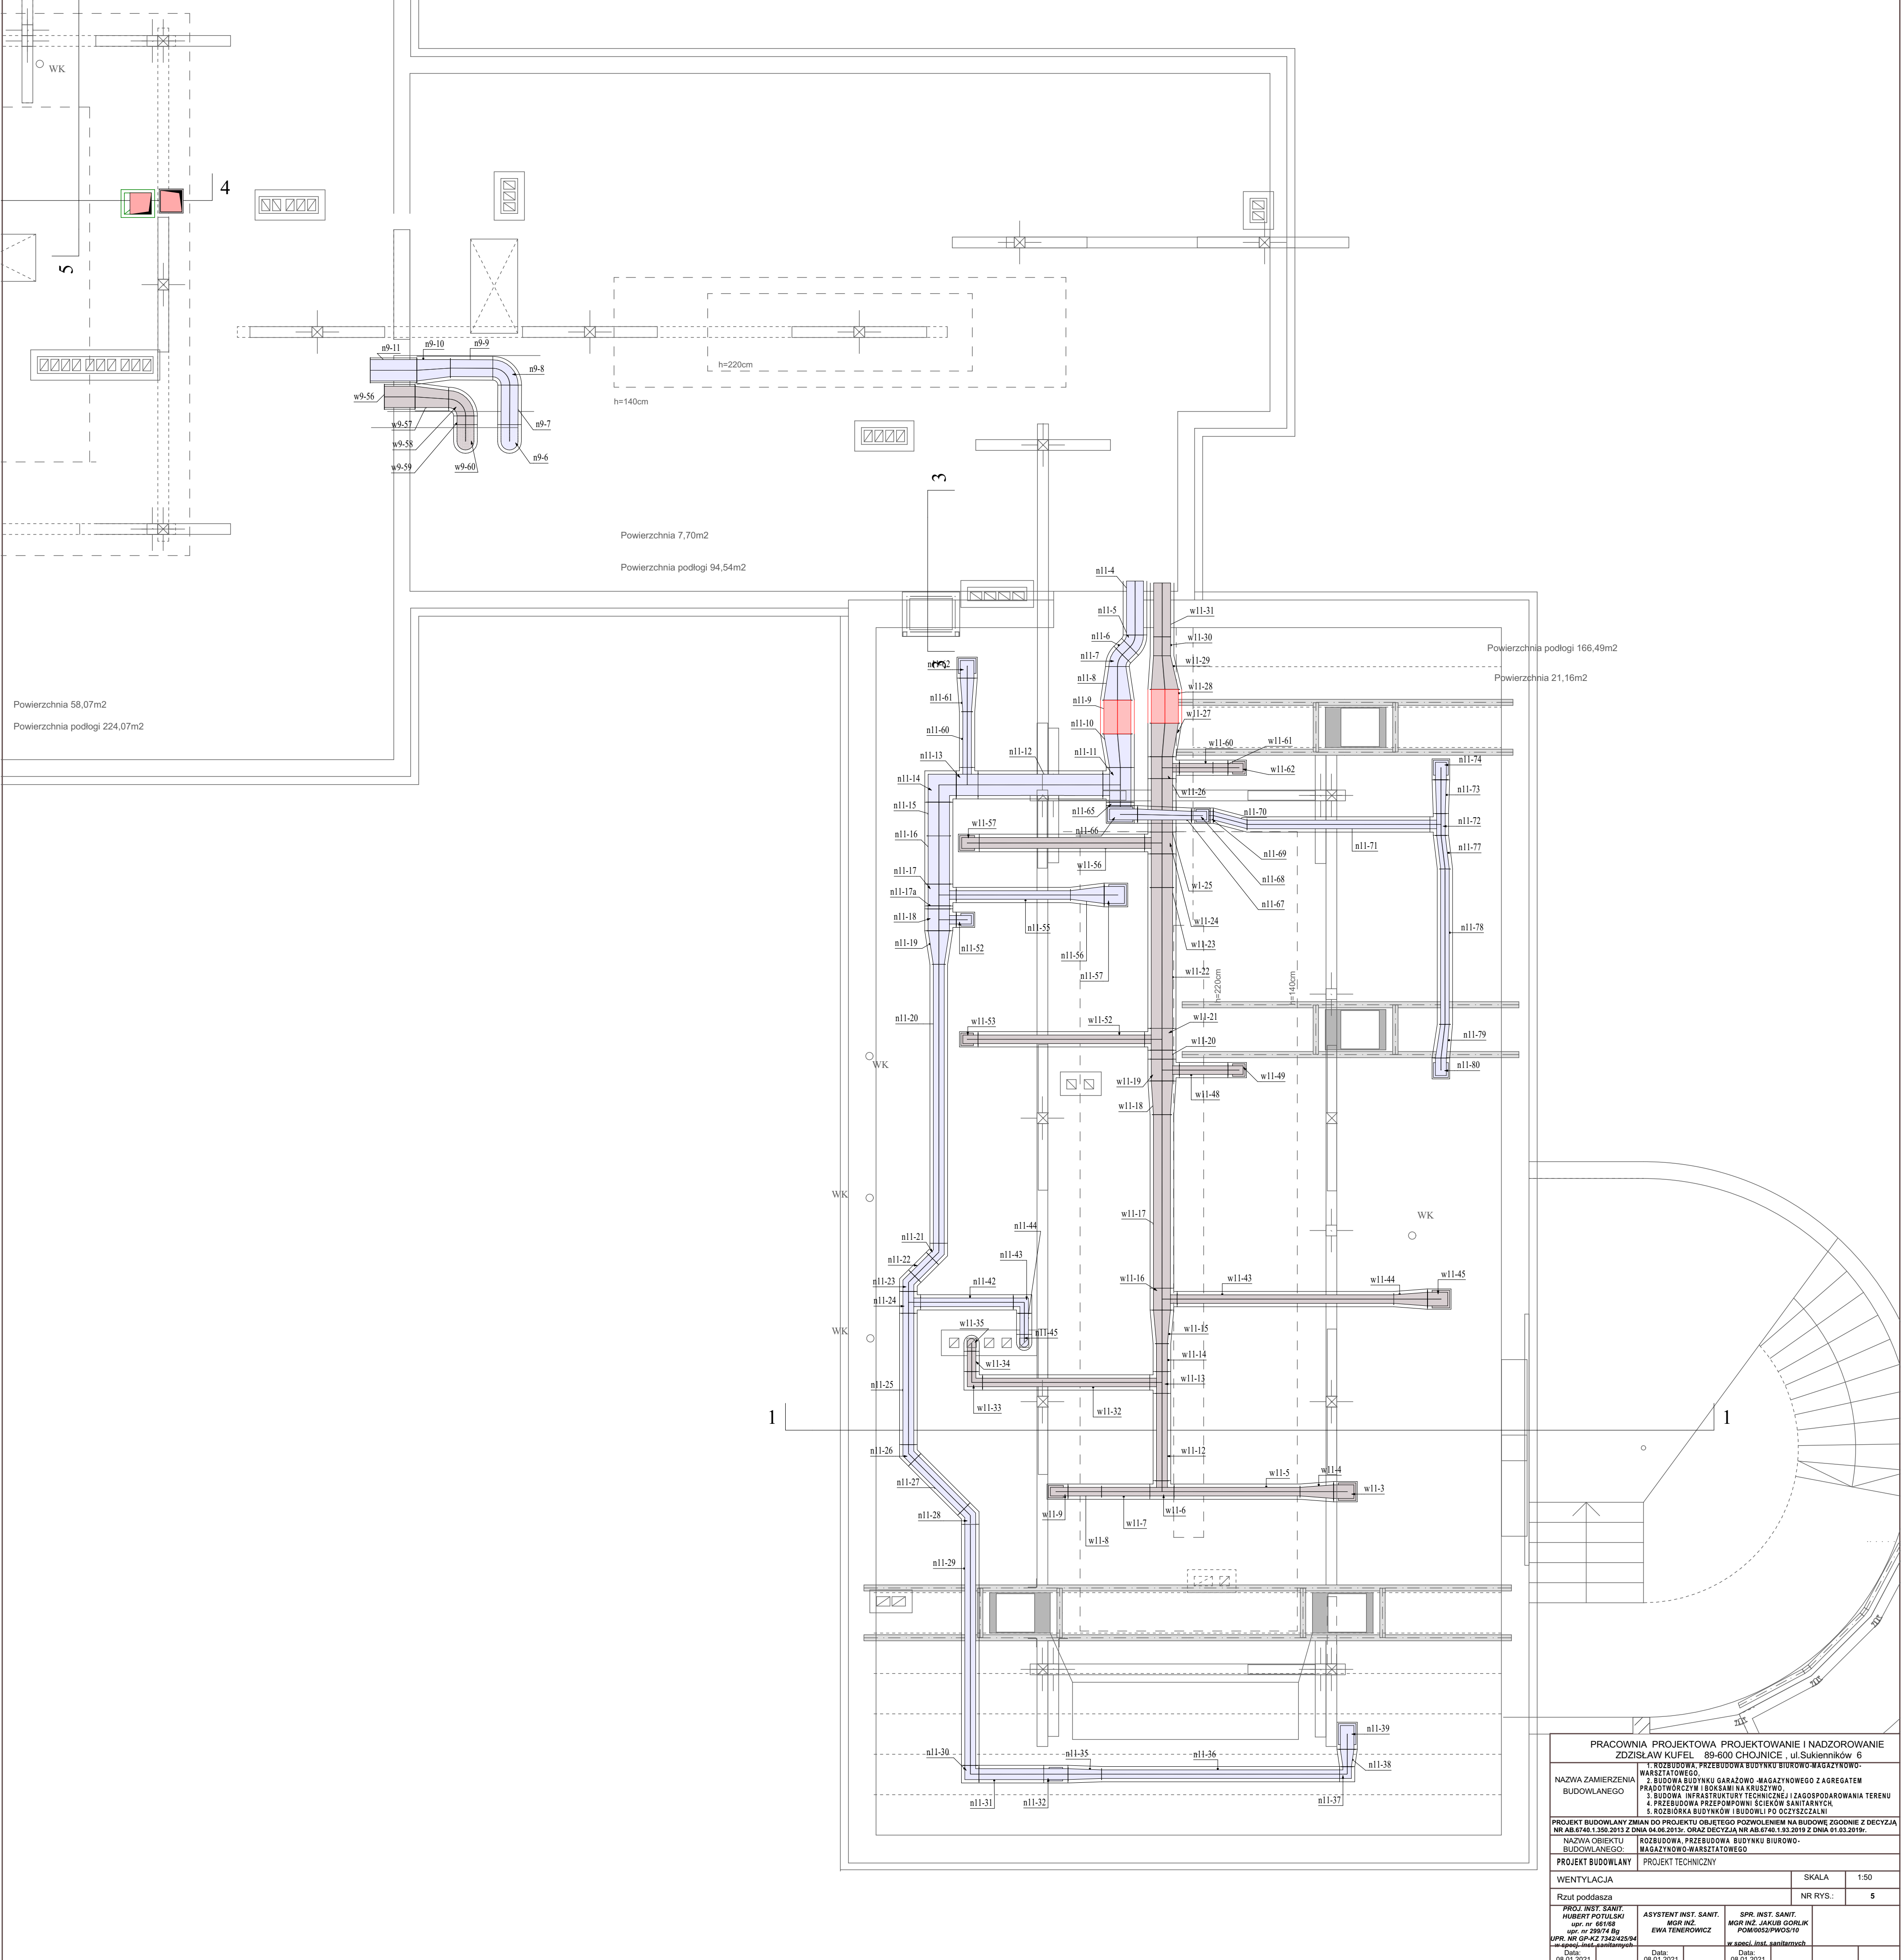

PRACOWNIA PROJEKTOWA PROJEKTOWANIE I NADZOROWANIE ZDZISŁAW KUFEL 89-600 CHOJNICE, ul. Sukienników 6			
NAZWA ZAMIERZENIA BUDOWLANEGO WARSZTATOWEGO			
PROJEKT BUDOWLANY ZMIAN DO PROJEKTU OBJĘTEGO POZWOLENIEM NA BUDOWĘ ZGODNIE Z DECYZJĄ NR AB.6740.1.396.2015 Z DNIA 04.08.2015r. ORAZ DECYZJĄ NR AB.6740.1.93.2019 Z DNIA 01.03.2019r.			
NAZWA OBIEKTU BUDOWLANEGO MAGAZYNOWO-WARSZTATOWEGO			
PROJEKT BUDOWLANY			
WENTYLACJA			
Rzut poddasza			SKALA 1:50
NR RYS.: 5			
PROJ. INST. SANIT. HUBERT POTULSKI upr. nr 66168 upr. nr 20874 Bg UPR. NR GP-42 734242594 w-społ. inst. sanitarnych Data: 08.01.2021		ASYSTEM INST. SANIT. MGR INŻ. EWA TENEROWICZ Data: 08.01.2021	
SPR. INST. SANIT. MGR INŻ. JAKUB GORLIK POM0002/PWOS/10 w-społ. inst. sanitarnych Data: 08.01.2021			