
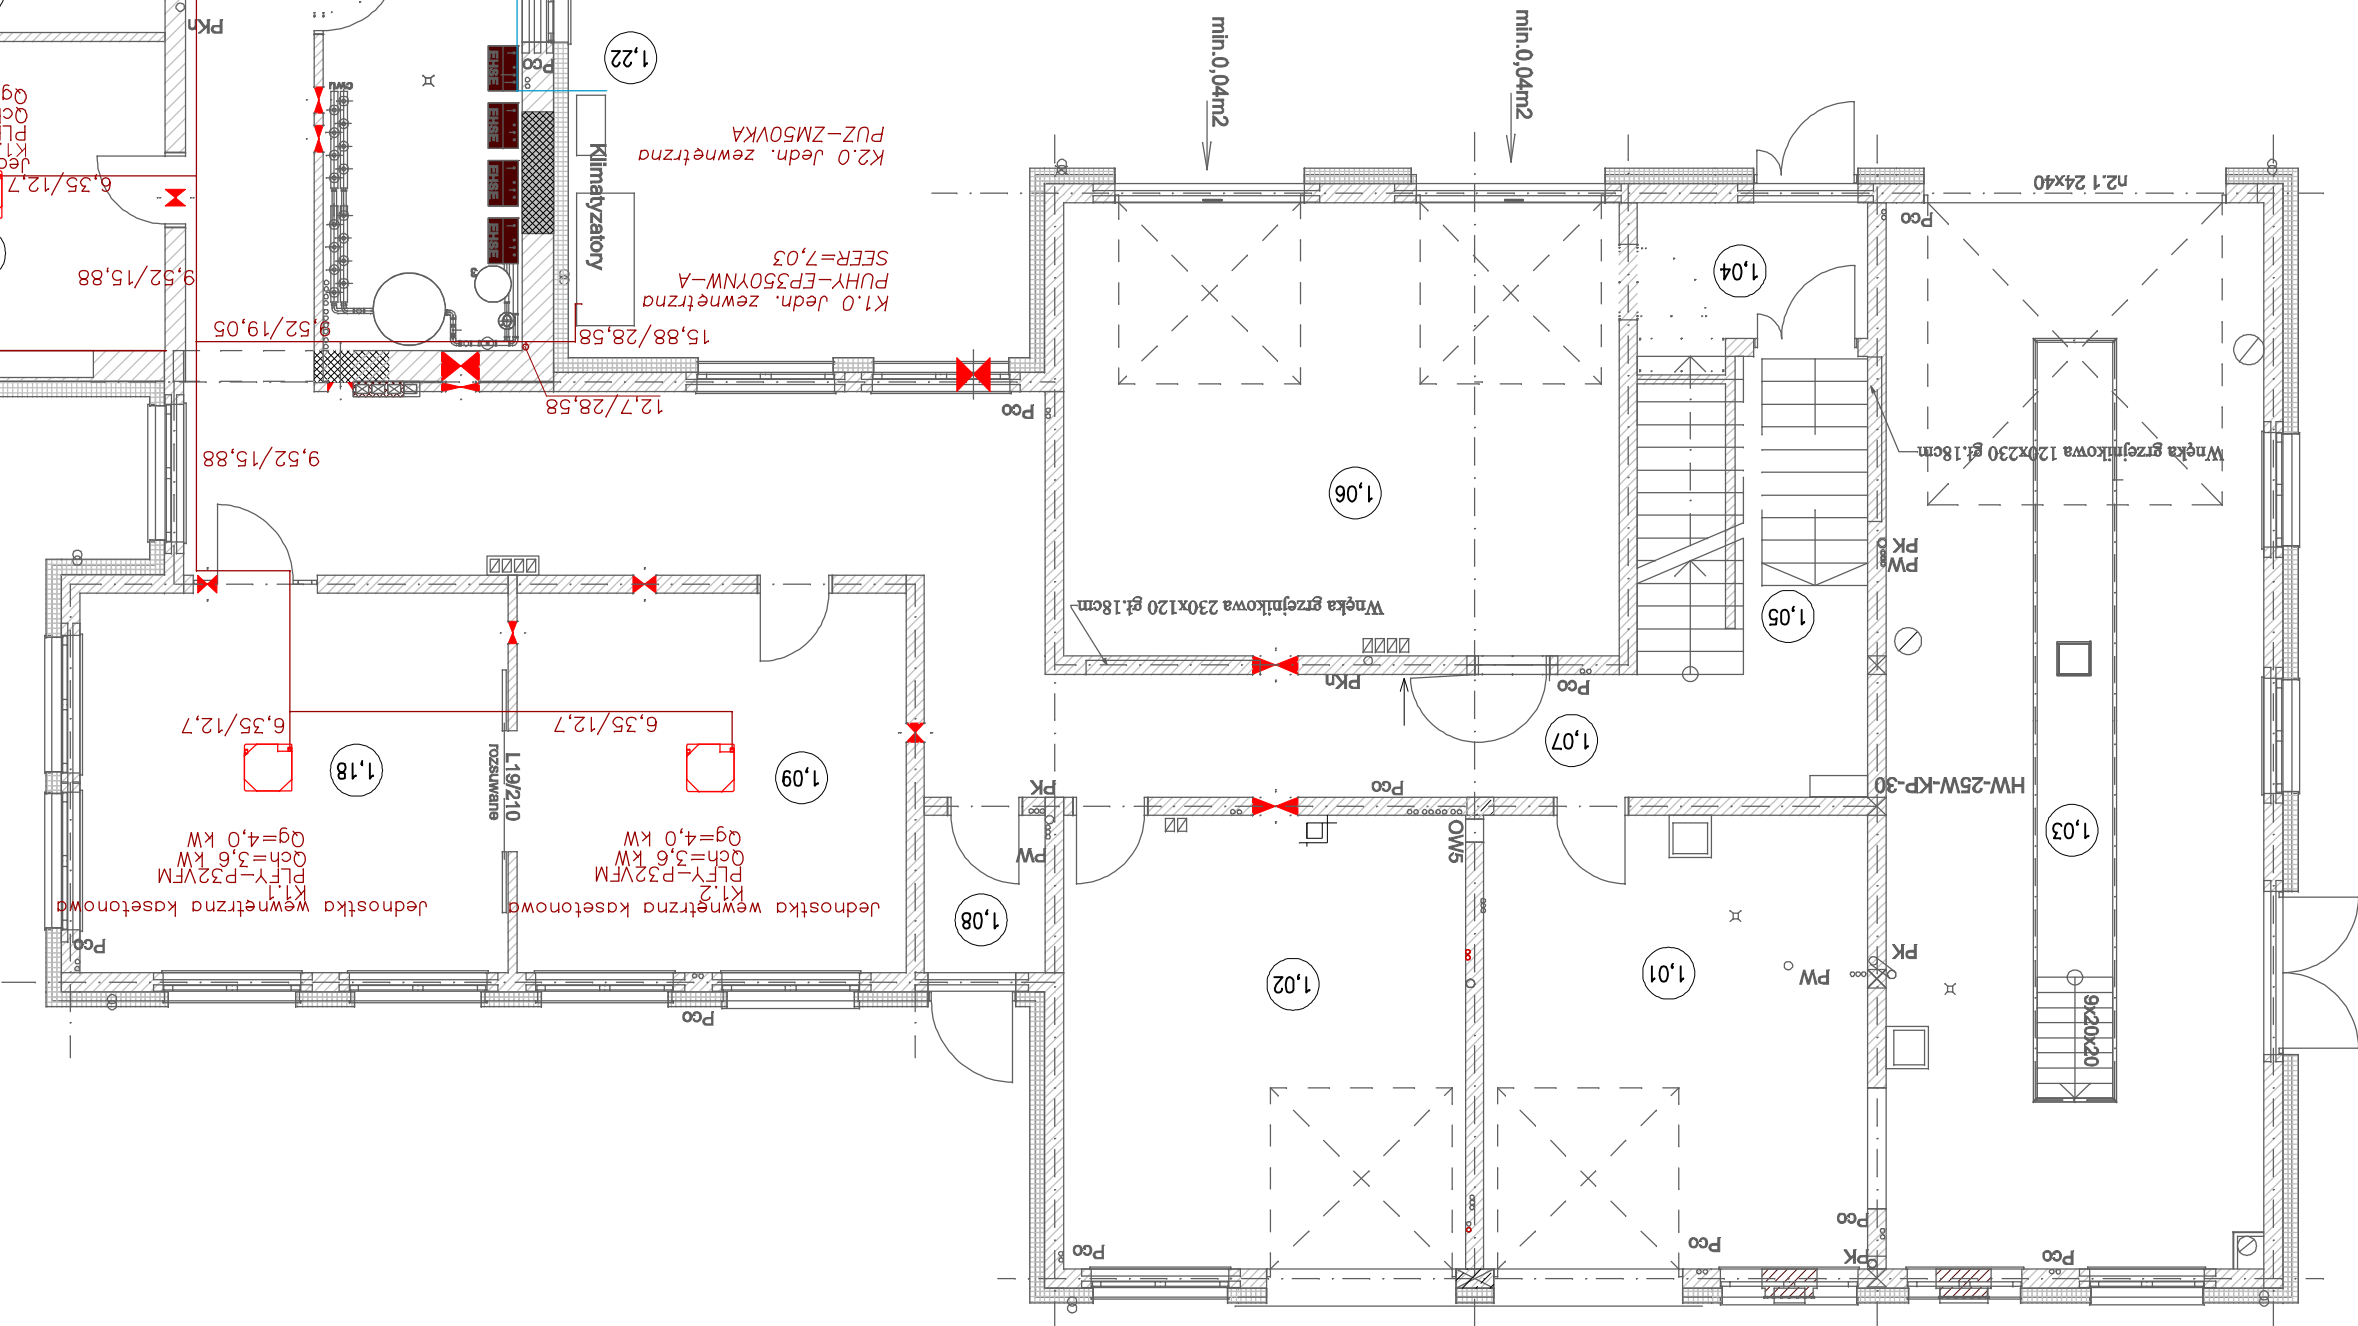


PRACOWNIA PROJEKTOWA PROJEKTOWANIE I NADZOROWANIE		ZDZISŁAW KUPEŁ 89-600 CHOJNICE, ul. Sukieników 6	
NAZWA ZAMIERZENIA 1. ROZBUDOWA PRZEBUDOWA BUDYNKU 2. BUDOWA BUDYNKU GARAŻOWO -MAGAZYNOWEGO Z AGREGATAMI 3. BUDOWA INFRASTRUKTURY TECHNICZNEJ I PRĄDOTWÓRCZYMI I BOKSAMI NA KRUSZYWO 4. PRZEBUDOWA PRZEPOMPOWNI ŚCIEKÓW SANITARNYCH, ZAGOSPODAROWANIE TERENU 5. ROZBIÓRKA BUDYNKÓW I BUDOWLI PO OCZYSZCZANIU		PROJEKT BUDOWLANY ZMIAN DO PROJEKTU POZWOLENIA NA BUDOWĘ ZGODNIE Z DECYZJĄ NR AB.6746.1.98.2919 Z DNIA 04.08.2019. ORAZ DECYZJĄ NR AB.6746.1.98.2919 Z DNIA 01.03.2016.	
BUDOWLANEGO:		NAZWA OBIEKTU: ROZBUDOWA-MAGAZYNOWO-WARSZTATOWEGO BUDYNKU	
PROJEKT BUDOWLANY - INSTALACJE SANITARNE		PROJEKT TECHNICZNY - INSTALACJE SANITARNE	
KLIMATYZACJA		SKALA 1:100	
RZUT PARTERU		NR RYS	
HISTORIA RYSUNKÓW 1. RYSUNEK 2. RYSUNEK 3. RYSUNEK 4. RYSUNEK 5. RYSUNEK 6. RYSUNEK 7. RYSUNEK 8. RYSUNEK 9. RYSUNEK 10. RYSUNEK 11. RYSUNEK 12. RYSUNEK 13. RYSUNEK 14. RYSUNEK 15. RYSUNEK 16. RYSUNEK 17. RYSUNEK 18. RYSUNEK 19. RYSUNEK 20. RYSUNEK 21. RYSUNEK 22. RYSUNEK 23. RYSUNEK 24. RYSUNEK 25. RYSUNEK 26. RYSUNEK 27. RYSUNEK 28. RYSUNEK 29. RYSUNEK 30. RYSUNEK 31. RYSUNEK 32. RYSUNEK 33. RYSUNEK 34. RYSUNEK 35. RYSUNEK 36. RYSUNEK 37. RYSUNEK 38. RYSUNEK 39. RYSUNEK 40. RYSUNEK 41. RYSUNEK 42. RYSUNEK 43. RYSUNEK 44. RYSUNEK 45. RYSUNEK 46. RYSUNEK 47. RYSUNEK 48. RYSUNEK 49. RYSUNEK 50. RYSUNEK 51. RYSUNEK 52. RYSUNEK 53. RYSUNEK 54. RYSUNEK 55. RYSUNEK 56. RYSUNEK 57. RYSUNEK 58. RYSUNEK 59. RYSUNEK 60. RYSUNEK 61. RYSUNEK 62. RYSUNEK 63. RYSUNEK 64. RYSUNEK 65. RYSUNEK 66. RYSUNEK 67. RYSUNEK 68. RYSUNEK 69. RYSUNEK 70. RYSUNEK 71. RYSUNEK 72. RYSUNEK 73. RYSUNEK 74. RYSUNEK 75. RYSUNEK 76. RYSUNEK 77. RYSUNEK 78. RYSUNEK 79. RYSUNEK 80. RYSUNEK 81. RYSUNEK 82. RYSUNEK 83. RYSUNEK 84. RYSUNEK 85. RYSUNEK 86. RYSUNEK 87. RYSUNEK 88. RYSUNEK 89. RYSUNEK 90. RYSUNEK 91. RYSUNEK 92. RYSUNEK 93. RYSUNEK 94. RYSUNEK 95. RYSUNEK 96. RYSUNEK 97. RYSUNEK 98. RYSUNEK 99. RYSUNEK 100. RYSUNEK		HISTORIA RYSUNKÓW 1. RYSUNEK 2. RYSUNEK 3. RYSUNEK 4. RYSUNEK 5. RYSUNEK 6. RYSUNEK 7. RYSUNEK 8. RYSUNEK 9. RYSUNEK 10. RYSUNEK 11. RYSUNEK 12. RYSUNEK 13. RYSUNEK 14. RYSUNEK 15. RYSUNEK 16. RYSUNEK 17. RYSUNEK 18. RYSUNEK 19. RYSUNEK 20. RYSUNEK 21. RYSUNEK 22. RYSUNEK 23. RYSUNEK 24. RYSUNEK 25. RYSUNEK 26. RYSUNEK 27. RYSUNEK 28. RYSUNEK 29. RYSUNEK 30. RYSUNEK 31. RYSUNEK 32. RYSUNEK 33. RYSUNEK 34. RYSUNEK 35. RYSUNEK 36. RYSUNEK 37. RYSUNEK 38. RYSUNEK 39. RYSUNEK 40. RYSUNEK 41. RYSUNEK 42. RYSUNEK 43. RYSUNEK 44. RYSUNEK 45. RYSUNEK 46. RYSUNEK 47. RYSUNEK 48. RYSUNEK 49. RYSUNEK 50. RYSUNEK 51. RYSUNEK 52. RYSUNEK 53. RYSUNEK 54. RYSUNEK 55. RYSUNEK 56. RYSUNEK 57. RYSUNEK 58. RYSUNEK 59. RYSUNEK 60. RYSUNEK 61. RYSUNEK 62. RYSUNEK 63. RYSUNEK 64. RYSUNEK 65. RYSUNEK 66. RYSUNEK 67. RYSUNEK 68. RYSUNEK 69. RYSUNEK 70. RYSUNEK 71. RYSUNEK 72. RYSUNEK 73. RYSUNEK 74. RYSUNEK 75. RYSUNEK 76. RYSUNEK 77. RYSUNEK 78. RYSUNEK 79. RYSUNEK 80. RYSUNEK 81. RYSUNEK 82. RYSUNEK 83. RYSUNEK 84. RYSUNEK 85. RYSUNEK 86. RYSUNEK 87. RYSUNEK 88. RYSUNEK 89. RYSUNEK 90. RYSUNEK 91. RYSUNEK 92. RYSUNEK 93. RYSUNEK 94. RYSUNEK 95. RYSUNEK 96. RYSUNEK 97. RYSUNEK 98. RYSUNEK 99. RYSUNEK 100. RYSUNEK	
Data: 08.01.2021		Data: 08.01.2021	
w specj. inst. sanitarnych		mgr inż. EWA TENEBOWICZ	
mgr inż. JAKUB GORLIK POJ/0052/PWOS/10		mgr inż. JAKUB GORLIK	
SPR. INST. SANIT.		ASYSTENT INST. SANIT.	
SKALA 1:100		NR RYS	

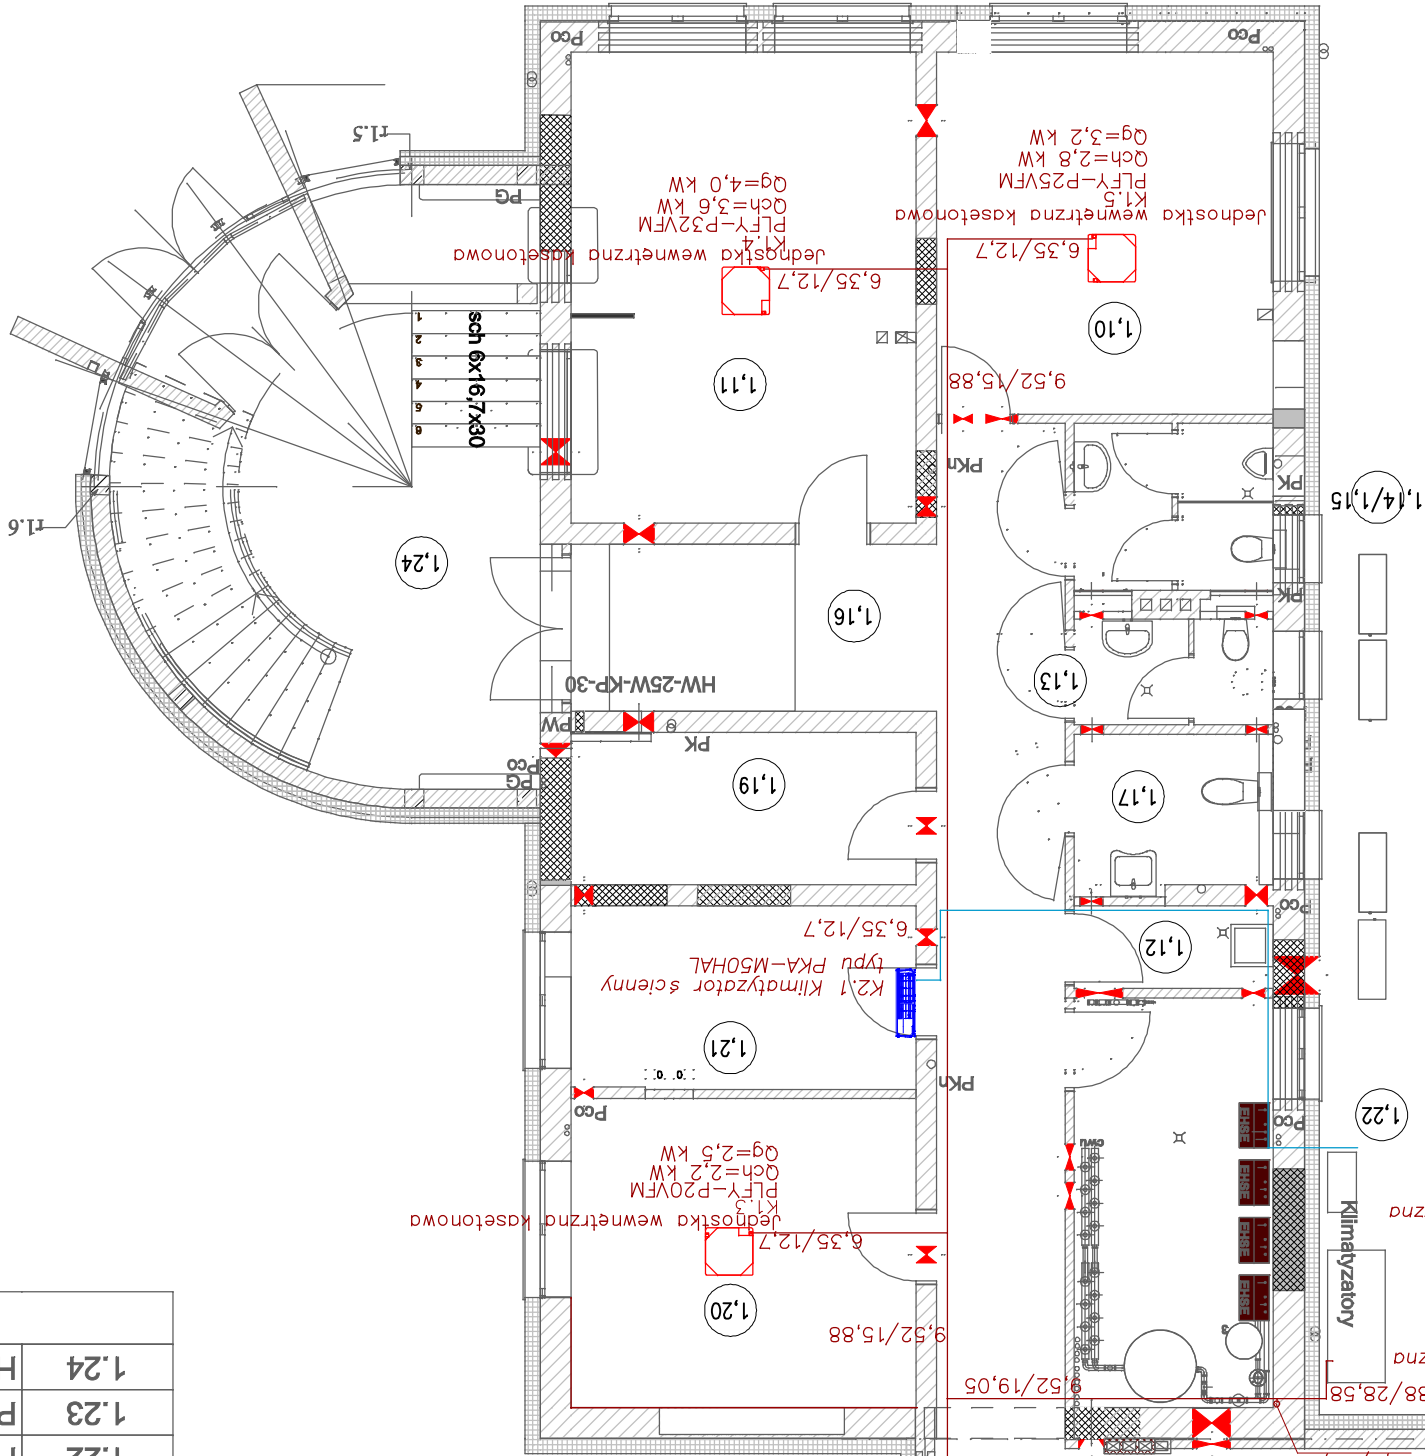

ZESTAWIENIE POMIESZCZEŃ - PARTER		
nr pom.	nazwa pomieszczenia	podłoga pow. (m2)
1.01	WARSZTAT	Pos.przemysł...
1.02	MAGAZYN	GRESS
1.03	Warsztat z kanałem	Posadzka prz...
1.04	PRZEDSIONEK	GRESS
1.05	KL. SCHODOWA	GRESS
1.06	MAG. KOSIAREK I SPRĘTU	Pos.przemysł...
1.07	KORYTARZ	GRESS
1.08	PRZEDSIONEK	GRESS
1.09	BIURO dz.techn.	Panele AC5
1.10	BIURO	Panele AC5
1.11	BIURO OBSŁUGI KL	Panele AC5
1.12	POM GOSPODARCZE	GRESS
1.13	WC NIEPEŁ. WC K	GRESS
1.14	WC M.	GRESS
1.15	PRZEDSIONEK	GRESS
1.16	KORYTARZ	GRESS
1.17	WC K. WC N	GRESS
1.17 A	PRZEDSIONEK	GRESS
1.18	BIURO dz. tech.	Panele AC5
1.19	ARCHIWUM	Panele AC5
1.20	BIURO	Panele AC5
1.21	SERWEROWNIA	Wyłt. PCV ant...
1.22	POM. TECHNICZNE	GRESS
1.23	PRZEDSIONEK	GRESS
1.24	HOLL	GRESS
RAZEM		497,41
		497,15