
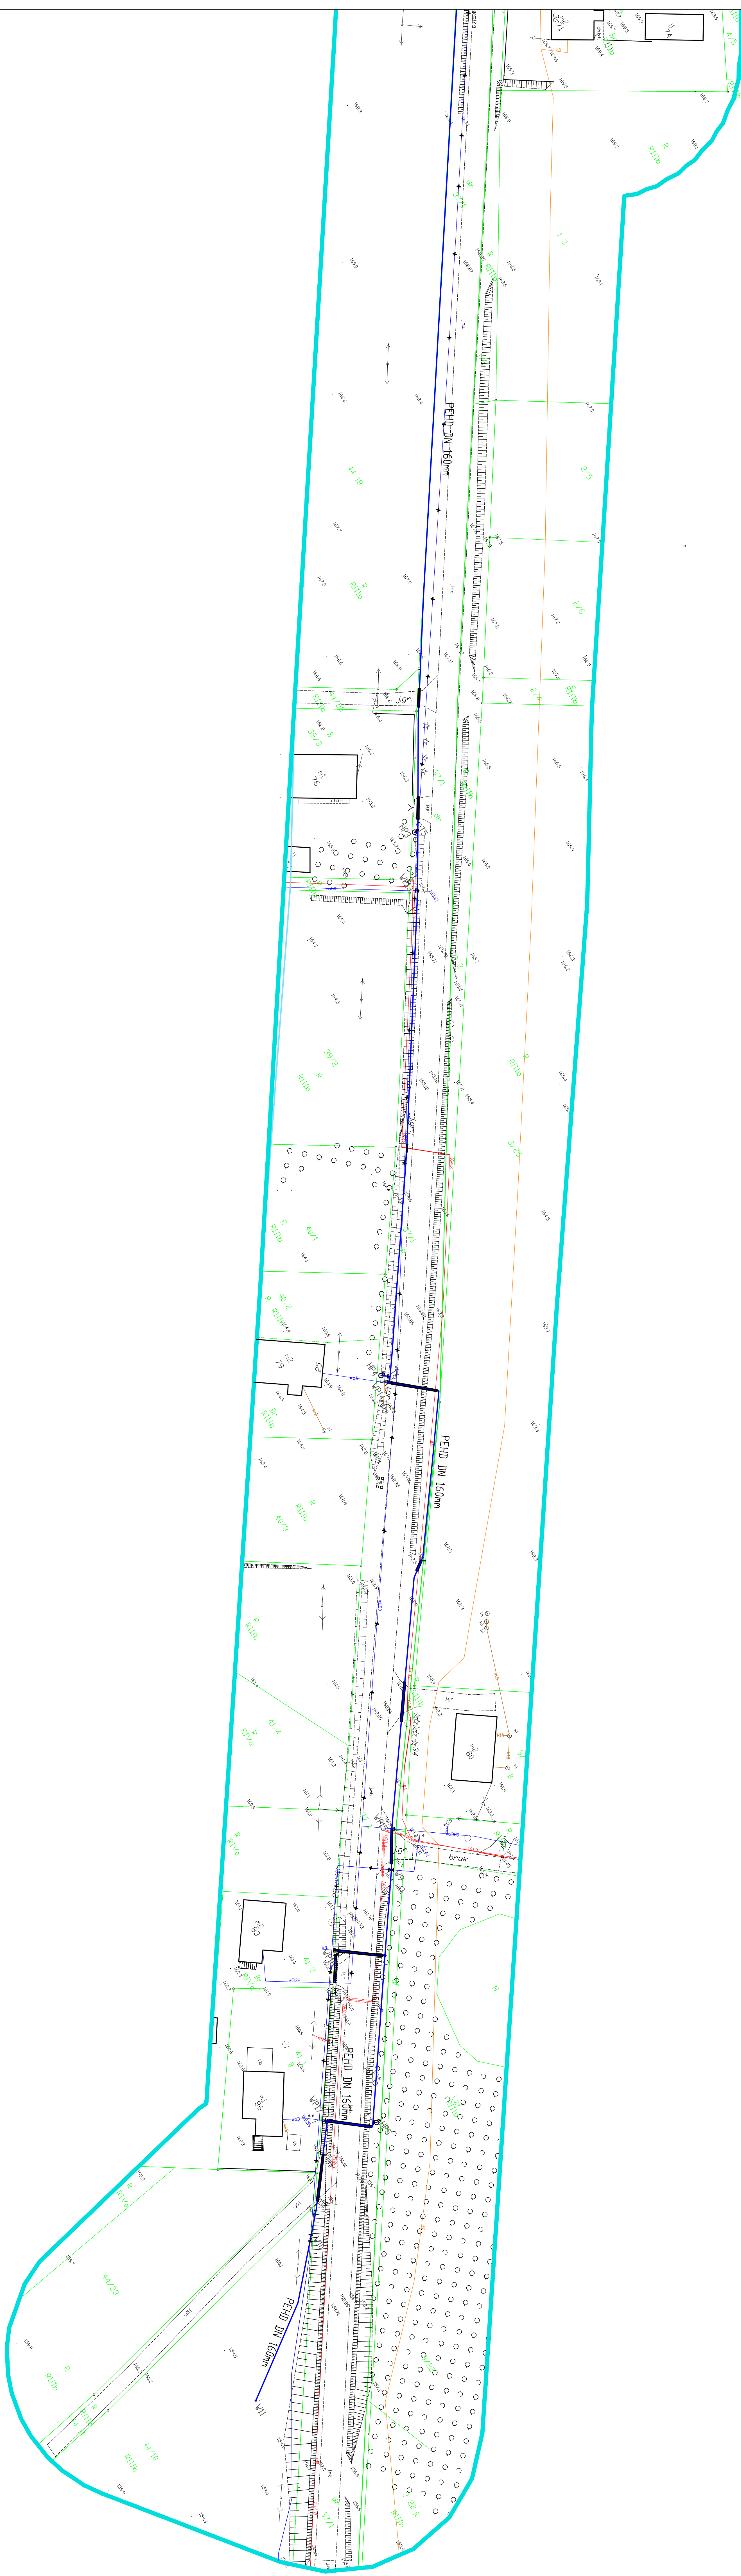


SPOSÓB ŁĄCZENIA ARKUSZY

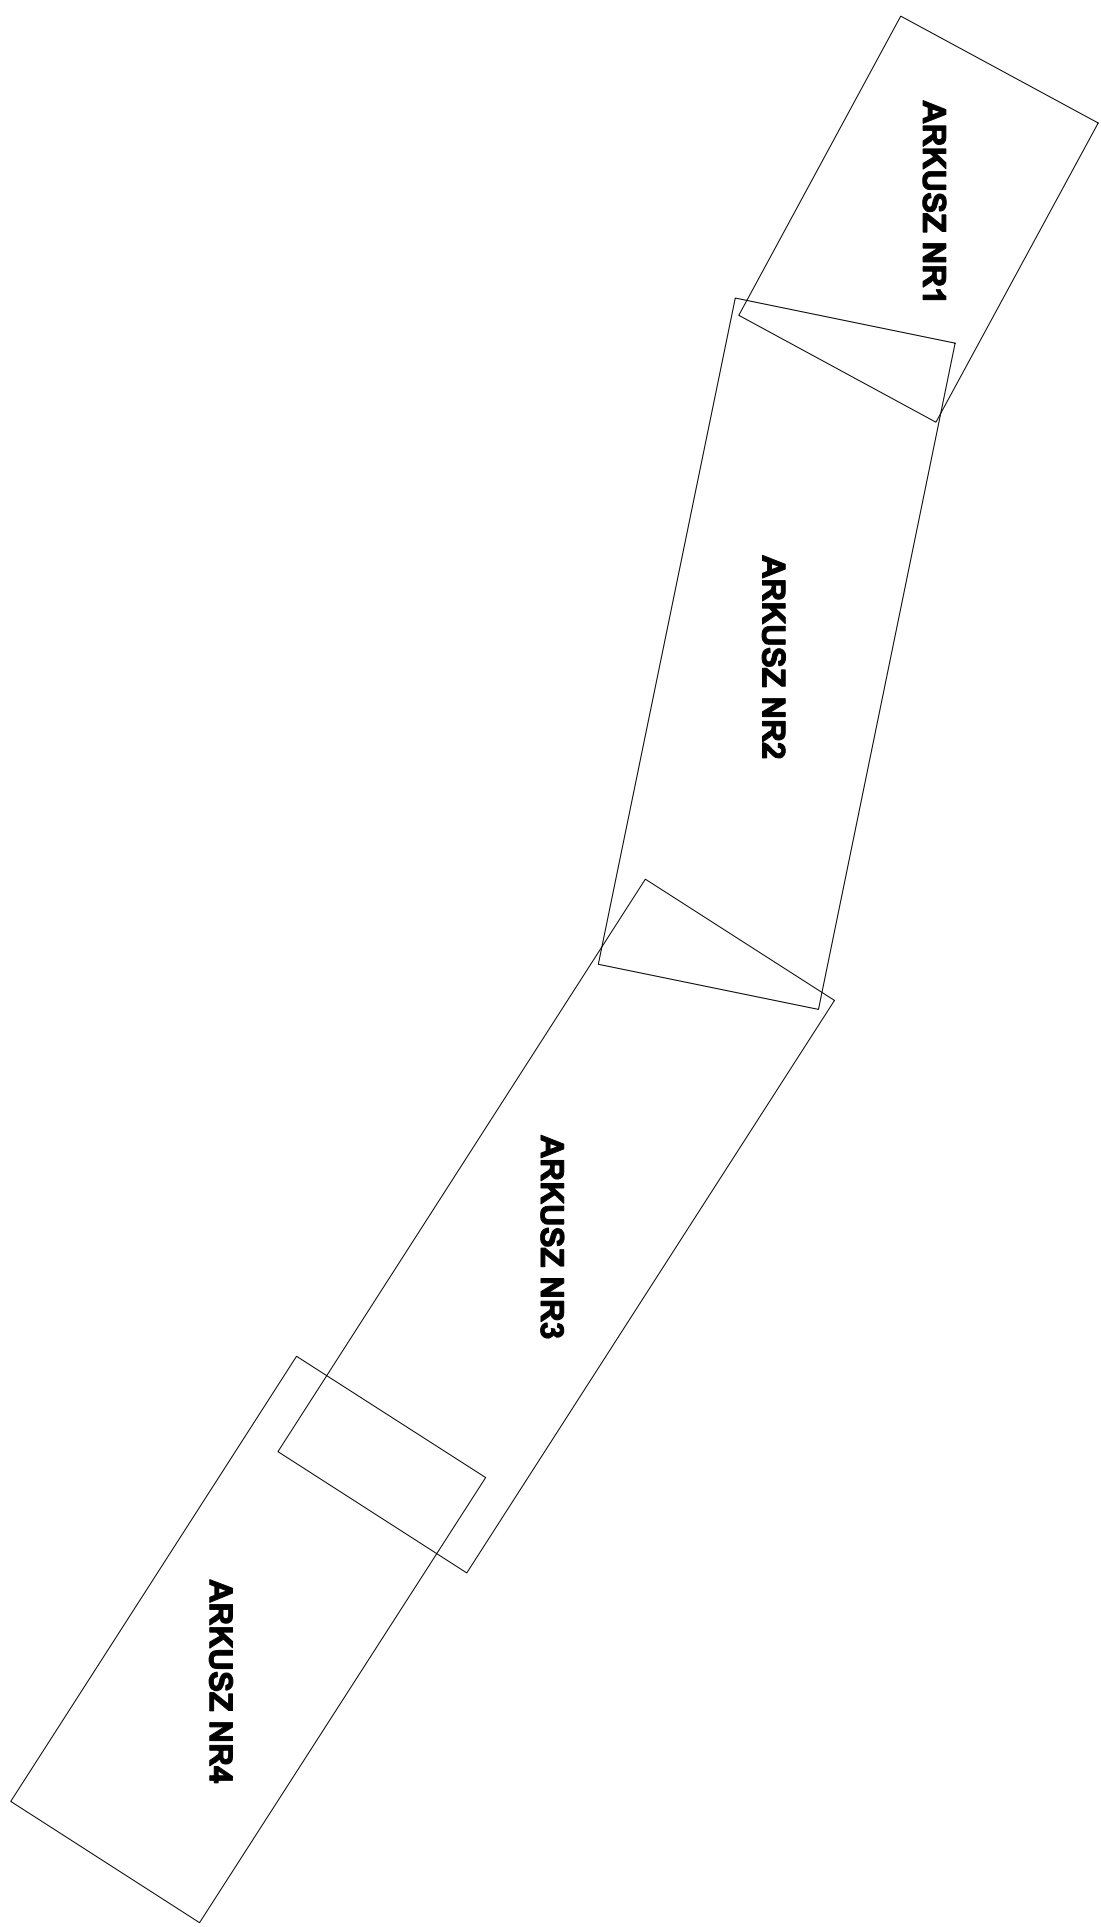

ARKUSZ NR4

LEGENDA:

—	projektowana sieć wodociągowa
— x —	projektowana przyłącza wodociągowe
x	istniejąca sieć wodociągowa wyłączana z eksploatacji
— x —	projekowane hydranty DN80
HP	projekowane węzły wodociągowe
WP	projekowane nawierznie przelazowe
TI	projekowana trojnik na sieć

Barro Priyadipati i Uding Sankarnya "ZENECOSAN" Grogosr Zekhoradi
14-100 Ootekid ul. Cornickkgo 21/21B tel. 661 919 442, e-mail: grogosa@yppd

INWESTOR:
Gminny Zakład Gospodarki Komunalnej
Sp. z o.o. ul. Drzymały 14, 89-620 Chojnice

TEMAT:	Projekt budowy tranzytowego odcinka sieci wodociągowej łączącej miejscowości Lichnowo
--------	--

Ostrowite gm. Chojnice

Projekt sporządzono na mapie do celów projektowych zgodzonej w Starostwie Powiatowym w Chojnicach pod nr 6640.2372.2020_16578 dn. 19. 01. 2021r.	 URZĄD STAROSTY WOJEWÓDZTWA POMORSKIEGO PROJEKT ZAGOSPODAROWANIA TERENU
--	--

**ZA ZGODNOŚĆ
Z ORYGINAŁEM**

OPISOWANA	IMIĘ I NAZWISKO	UPIRAMIENIA	PODS
OPISOWANA	inż. Aleksandra Wasilek		
POBUDOWA	mgr inż. Grzegorz Zebrowski	WAM/0014/POOS/07	
OPISOWANA	mgr inż. Darek Osika	WAM/0124/POOS/09	

SKALA: 1:500	STADIUM: Projekt budowlany	BRANŻA: SANITARNIA	DATA: 08.2021	NR RYS.: S
--------------	----------------------------	--------------------	---------------	------------