

Mapa do celów projektowych
skala 1 : 500

Województwo pomorskie
Powiat chojnicki

Jednostka ewidencyjna [id]Chojnice - G [220203_2]

Obręb ewidencyjny [id]Ogorzeliny [0019

Nr działki ewidencyjnej 19

Identyfikator zgłoszenia 6640.3399.2019

Sekcja mapy 6.204.17.17.3.2, 6.204.17.17.4.

Nazwa miejscowości (ulica) Ogorzeliny

Wykonawca

USŁUGI GEODEZYJNO - KARTOGRAFICZNE

GEO-KRIS

mgr inż. Krzysztof Mazurkiewicz

ul. Wicka Rogali 13, 89-604 Chojnice

tel. 608 - 686 - 455

WYKONAŁA: mgr inż. ALICJA OSOWICKA

SPRAWDZIK: mgr inż. KRZYSZTOF MAZURKIEWICZ
UPRAWNIENIA NR 19390 G.G.K.

Układ współrzędnych prostokątnych płaskich 2000

Układ wysokości Kronstadt '80

Legenda — — — — — zakres opracowania

Informacje dodatkowe Granice nieruchomości zostały przyjęte z Ewidencji

Gruntów i Budynków

- nie dokonano ustaleń przebiegu granic nieruchomości

Mapa została wykonana bez ustalenia obciążen


služebnostiami gruntowymi

Nie wyklucza się istnienia w terenie urządzeń podziemnych

dla których brak było informacji branżowych i nie z

odnalezienie w czasie inwentaryzacji geodezyjnej

Data wykonania mapy: 21.10.2019 r.

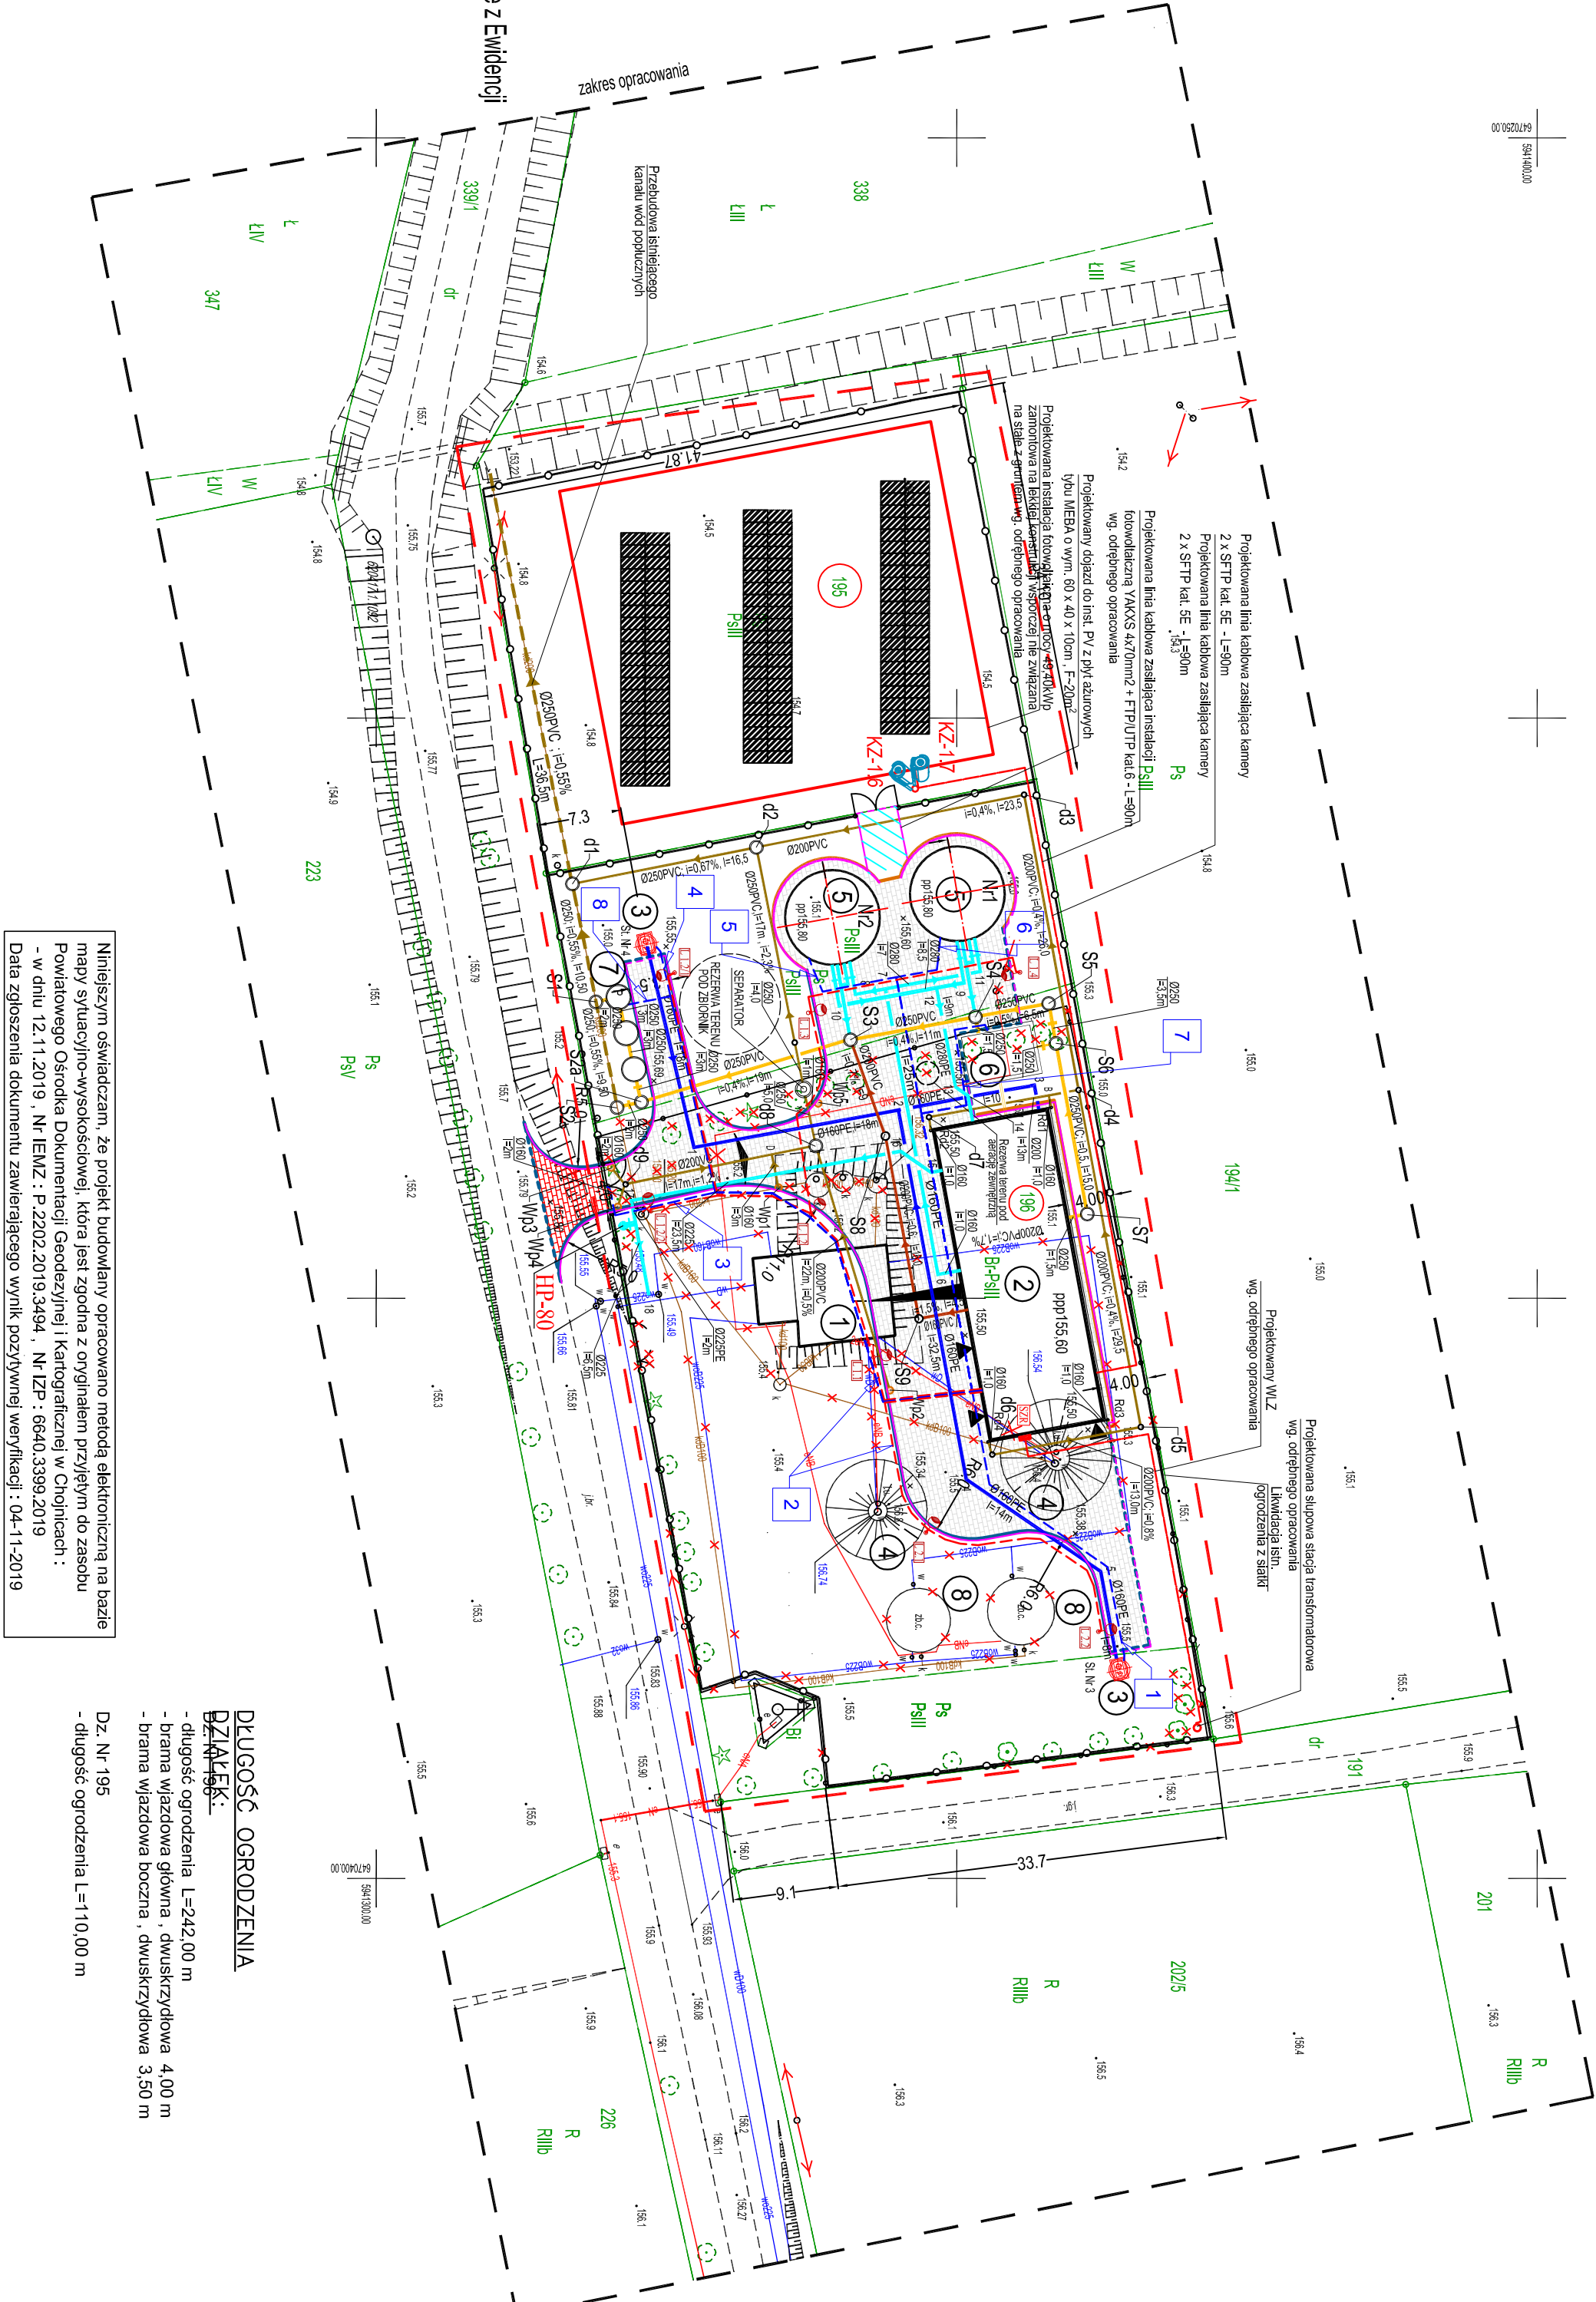

DLUGOŚĆ OGRODZENIA
DZIAŁEK:
- długość ogrodzenia L=242,00 m
- brama wjazdowa główna, dwuskrzydłowa 4,00 m
- brama wjazdowa boczna, dwuskrzydłowa 3,50 m

Dz. Nr 195
- długość ogrodzenia L=110,00 m

OBJASNIENIA:

- 1 - OBIEKTY DO ROZBIÓRKI
- 2 - OBIEKTY PROJEKTOWANE

- | | | |
|---|---|--|
|  | 1 | - ISTN, BUDYNEK WRAZ Z OSADNIKIEM WÓD POPŁUCZNYCH PRZEMIDZIANY DO ROZBIÓRKI |
|  | 2 | - BUDYNEK TECHNOLOGICZNY STACJI UZDATNIANIA WODY |
|  | 3 | - STUDNIE GŁĘBINOWE NR 1 i 2 |
|  | 4 | - ISTN, STUDNIE GŁĘBINOWE DO LIKWIDACJI |
|  | 5 | - ZBIORNIKI RETENCYJNE NR 1 i 2 |
|  | 6 | - ZBIORNIK WÓD POPŁUCZNYCH |
|  | 7 | - AWARYJNY ODSŁONNIK WÓD POPŁUCZNYCH |
|  | 8 | - ISTN, ZBIORNIKI DO LIKWIDACJI |
|  | | - proj. rurociągi wody surowej SDR 17, PN10 |
|  | | - proj. rurociągi wody uzdatnionej SDR 17, PN10 |
|  | | - proj. kanały wód popłucznych |
|  | | - proj. kanały deszczowe |
|  | | - proj. kanały technologiczne |
|  | | - istn. kanał wód popłucznych |
|  | | - projektowane przyłącze kablowe zalicznikowe wg odrębnego opracowania |
|  | | - projektowany układ samoczynnego złączenia rezerwy |
|  | | - projektowane wewnętrzne linie kablowa zasilające urządzenia technologiczne (kable zasilające, sterownicze, sygnalizacyjne) |
|  | | - projektowane wewnętrzne linie kablowa oświetleniowe YKXS 4x25mm ² z słupami oświetleniowymi o wysokości 6m i oprawkami typu LED |
|  | | - proj. droga i place utwardzone, kostka betonowa |
|  | | - proj. ogrodzenie działek |
|  | | - istn. ogrodzenie działki do likwidacji |
|  | | - istniejące rurociągi wodociągowe do likwidacji |
|  | | - istniejące rurociągi kanalizacji grawitacyjnej do likwidacji |
|  | | - drzewa do wycinki - wg odrębnego opracowania |
|  | | - istniejące kable elektroenergetyczne do likwidacji |
|  | | - działki objęte opracowaniem |
|  | | - granica opracowania |
|  | | - proj. zjazd publiczny - wg odrębnego opracowania |

PROJEKT ZAGOSPODAROWANIA TERENU

WYKAZ RZĘDNYCH POSADOWIENIA STUDIUM KANALIZACYJNYCH					
KANALIZACJA TECHNOLOGICZNA			KANALIZACJA DESZCZOWA		
Symbol Średnica	Rz. terenu	Rz. dna	Symbol Średnica	Rz. terenu	Rz. dna
S1 D=1,2m	155,20	153,81	d1 D=1,2m	155,00	153,74
S2a D=1,2m	155,40	153,85	d2 D=1,2m	155,30	153,85
S2 D=1,2m	155,40	153,86	d3 D=0,42m	155,30	153,95
S3 D=1,2m	155,50	154,94	d4 D=0,42m	155,30	154,06
S4 D=1,2m	155,54	154,00	d5 D=0,42m	155,30	154,18
S5 D=1,2m	155,54	154,28	d6 D=0,42m	155,40	154,33
S6 D=1,2m	155,54	154,30	d7 D=0,42m	155,50	154,28
S7 D=1,2m	155,50	154,38	d8 D=1,2m	155,38	154,31
S8 D=0,42m	155,45	154,05	d9 D=0,42m	155,67	154,39
S9 D=0,42m	155,45	154,15	Wp1 D=0,50m	155,38	154,44
			Wp2 D=0,50m	155,34	154,40
			Wp3 D=0,50m	155,38	154,72
			Wp4 D=0,50m	155,68	154,70
			Wp5 D=0,50m	155,48	154,41

LEGENDA BRANŻA ELEKTRYCZNA

1. YKKS 5 x 16mm² zasilanie pompy głębinowej PG2
XZTKMXpw 4 x 2 x 0,8mm² zabezpieczenie wiazu pompy PG2
YKfiliu 3 x 1,5mm² do sondy pompy głębinowej PG2
2. YAKKS 4 x 25mm² oświetlenie terenu
3. YKKS 5 x 16mm² zasilanie bramy wjazdowej
XZTKMXpw 4 x 2 x 0,8mm² zabezpieczenie wiazu pompy PG1
YKKS 5 x 16mm² zasilanie pompy głębinowej PG1
4. YKKS 4 x 2,5mm² do sondy pompy głębinowej PG1
5. XZTKMXpw 4 x 2 x 0,8mm² zabezpieczenie wiazu zbiornika retencyjnego m 2
YKfiliu 3 x 1,5mm² do sondy zbiornika retencyjnego m 2
6. XZTKMXpw 4 x 2 x 0,8mm² zabezpieczenie wiazu zbiornika retencyjnego m 1
YKfiliu 3 x 1,5mm² do sondy zbiornika retencyjnego m 1
7. YKKS 4 x 2,5mm² zasilanie pompy oczyszczonych popluczyn
YKKS 4 x 2,5mm² zasilanie pompy oczyszczonych popluczyn
YKKS 4 x 2,5mm² zasilanie pompy do usuwania osadu
2 x XZTKMXpw 4 x 2 x 0,8mm² zabezpieczenie wiazu zbiornika wod popluczyn
2 x XZTKMXpw 4 x 2 x 0,8mm² zabezpieczenie wiazu zbiornika wod popluczyn
YKKS 4 x 2,5mm² zasilanie pompy awaryjnego odstojnika wod popluczyn
8. XZTKMXpw 4 x 2 x 0,8mm² zabezpieczenie wiazu awaryjnego odstojnika wod p

[illegible]