


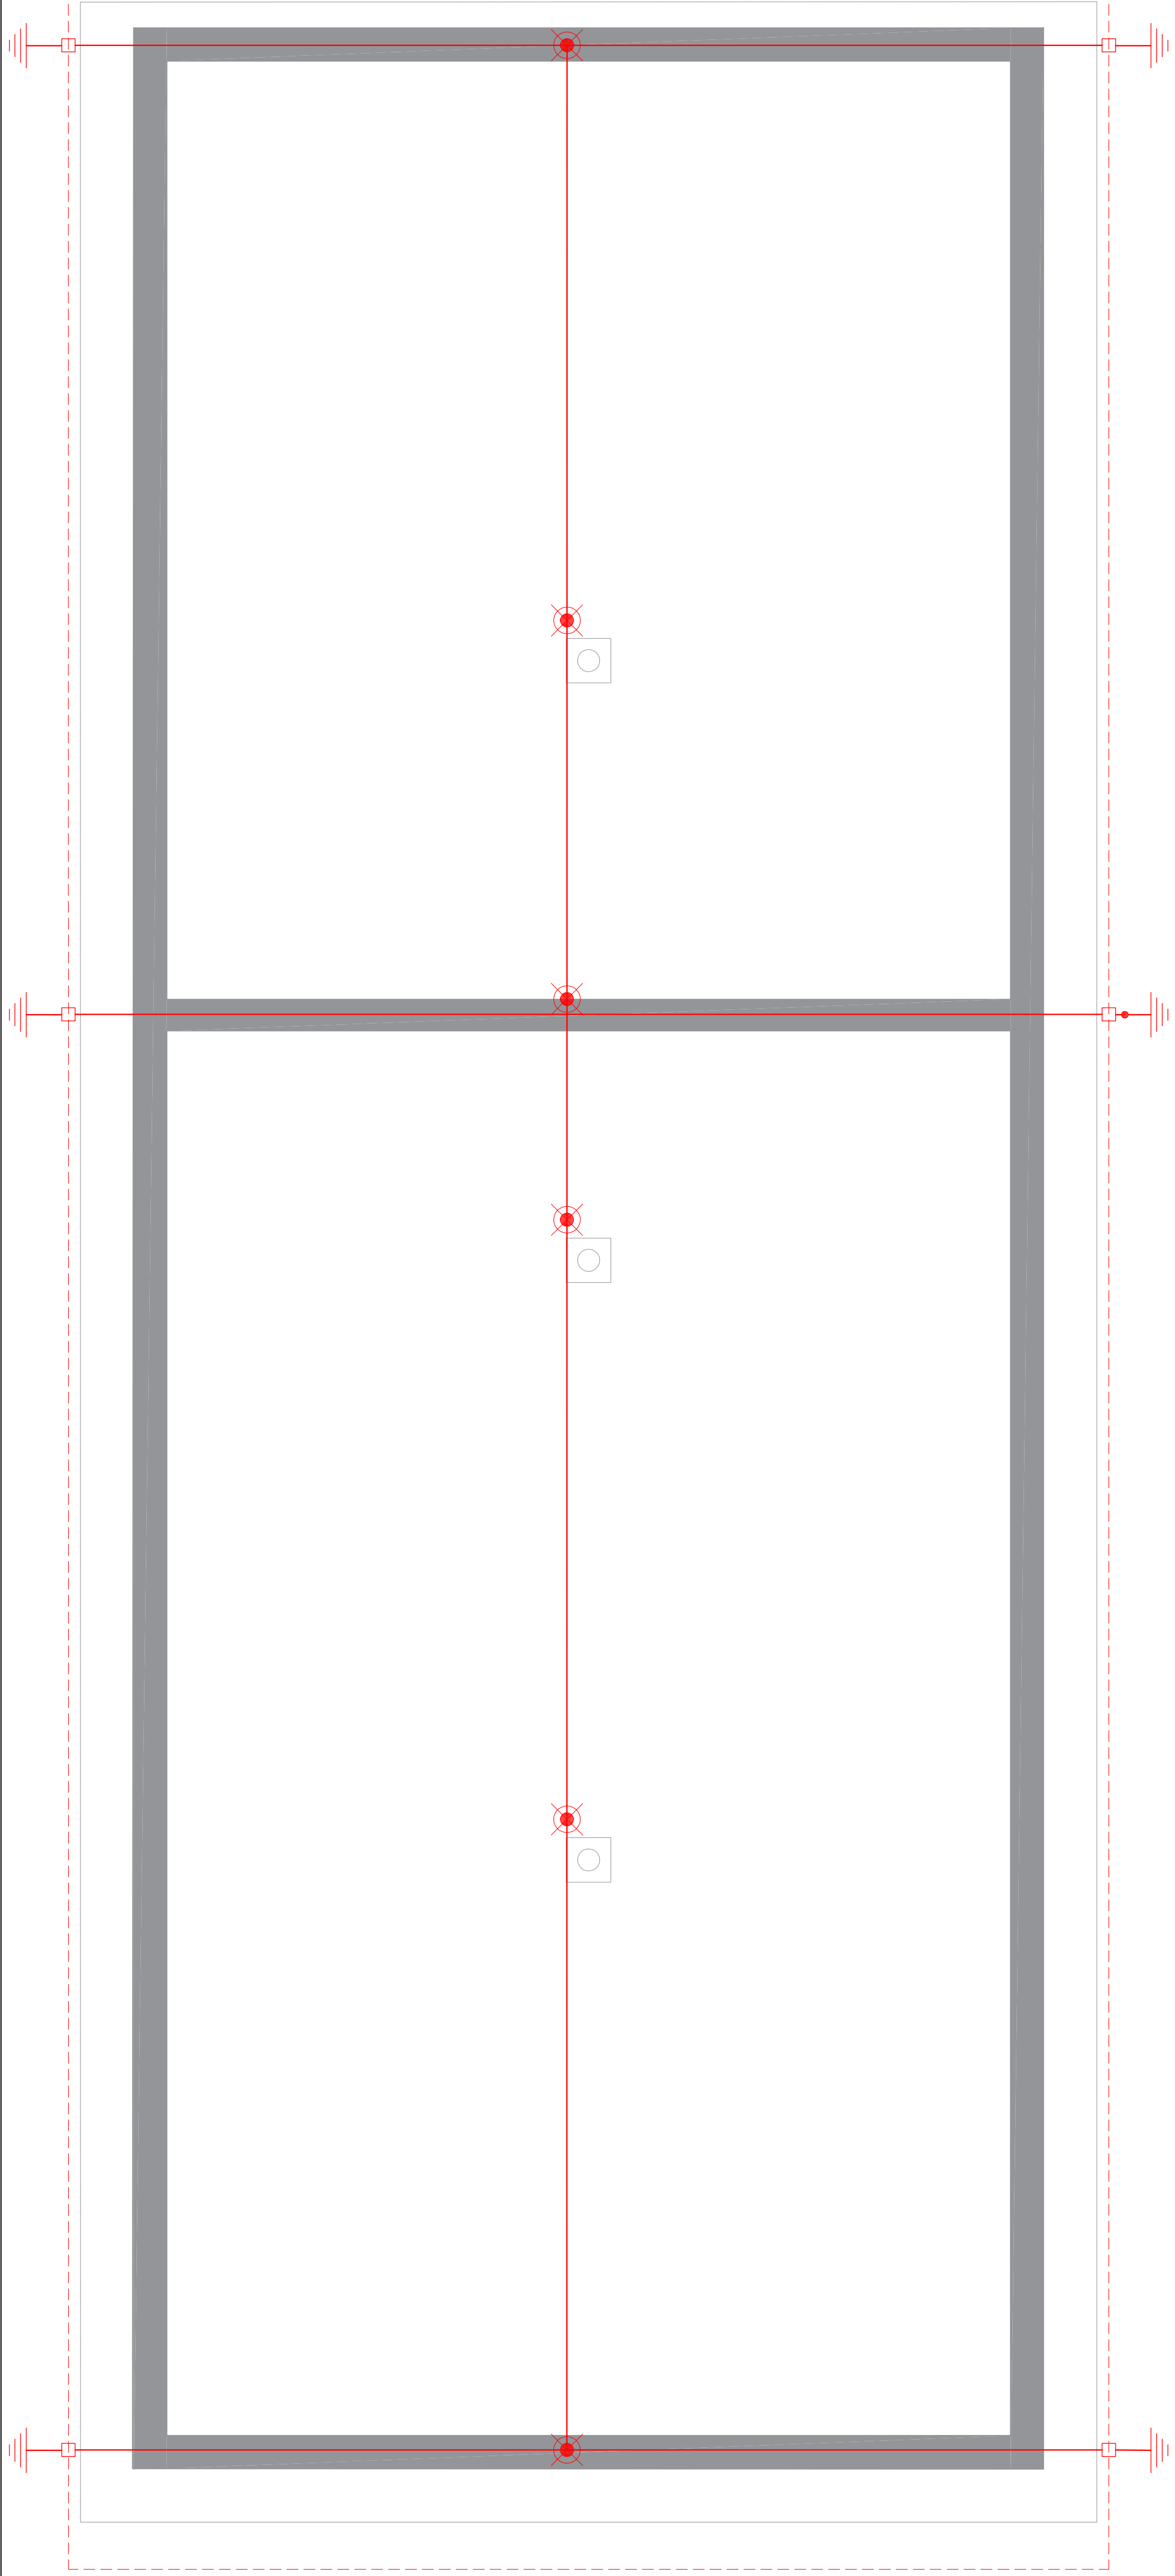

LEGENDA:	
	Uziom obłokowy - bednarka Fe/Zn 30x4mm.
	Zwiod poziomy - drut DFe/Zn 8mm na uchwytych dachowych. Zwiod pionowy - drut DFe/Zn 8mm w rusze ochronnej zamieszczonyj w elewacji.
	Iglota odgromowy - h<1m
	Złącze kontrolne w studzince odgromowej ziemnej.

Jednostka Projektowa: INWEST-SAN INŻYNIERIA SANITARNIA Zbigniew Łojewski ul. Jasia 8, 89-506 Czarzkowy		Stadium: Projekt Techniczny	
Nazwa zamierzonej budowlanej: PRZEBUDOWA UJECIA WODY I ROZBUDOWA STACJI UZDATNIANIA WODY		Rzut dach - Instalacja odgromowa	
Adres: Ogorzałny, działki nr 195 i 196 jedn. ewid. : Chojnice Gmina [220203_2] obręb ewid. : Ogorzałny [0019]		Skala 1:50	Rys. nr 10
Inwestor: Gminny Zakład Gospodarki Komunalnej Sp. z o.o. ul. Drzymały 14, 89-620 Chojnice		Data: 15 grudzień 2021r. Branża Elektryczna	
Projektant:	Inię i nazwisko	Nr uprawnień	Specjalność
Projektant br. elektryczna	inż. Karol Golebiewski	POM/079/PWOE/08	skłd i instalacje elektryczne
Sprawdził br. elektryczna	mgr inż. Rafał Koberowski	POM/0181/PWOBE/19	skłd i instalacje elektryczne
		Podpis:	