



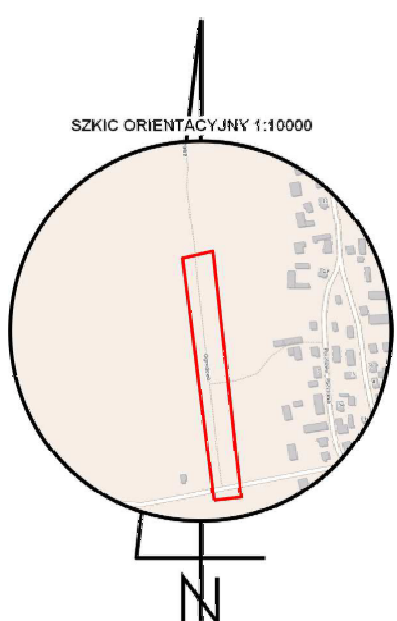

Mapa do celów projektowych skala 1 : 500	
Województwo	pomorskie
Powiat	chojnicki
Jednostka ewidencyjna [id]	Chojnice - G [220203_2]
Obręb ewidencyjny [id]	Ogorzeliny [0019]
Nr działki ewidencyjnej	191
Identyfikator zgłoszenia	GG40.2060.2020
Sekcja mapy	6.204.17.17.1.4
Nazwa miejscowości (ulica)	Ogorzeliny, ul. Ogrodowa
Wykonawca	USŁUGI GEODEZYJNO - KARTOGRAFICZNE GEO - KRIS mgr inż. Krzysztof Mazurkiewicz ul. Włoka Rogali 13, 89-604 Chojnice tel. 608 - 686 - 455
	WYKONAŁ : RAFAL SZCZEPAŃSKI
	SPRAWDZIŁ: KRZYSZTOF MAZURKIEWICZ UPRAWNIENIA NR 19390 G.G.K.
Układ współrzędnych prostokątnych płaskich	2000
Układ wysokości	PL-EVRF2007-NH (Amsterdam)
Legenda	--- zakres opracowania
Informacje dodatkowe	Granice nieruchomości zostały przyjęte z Ewidencji Gruntów i Budynków - nie dokonano ustalenia przebiegu granic nieruchomości Mapa została wykonana bez ustalenia obciążeń służebnościami gruntowymi. Nie wyklucza się istnienia w terenie urządzeń podziemnych dla których brak było Informacji branżowych i nie zostały odnalezione w czasie Inwentaryzacji geodezyjnej.
	Data wykonania mapy 16.07.2020 r.

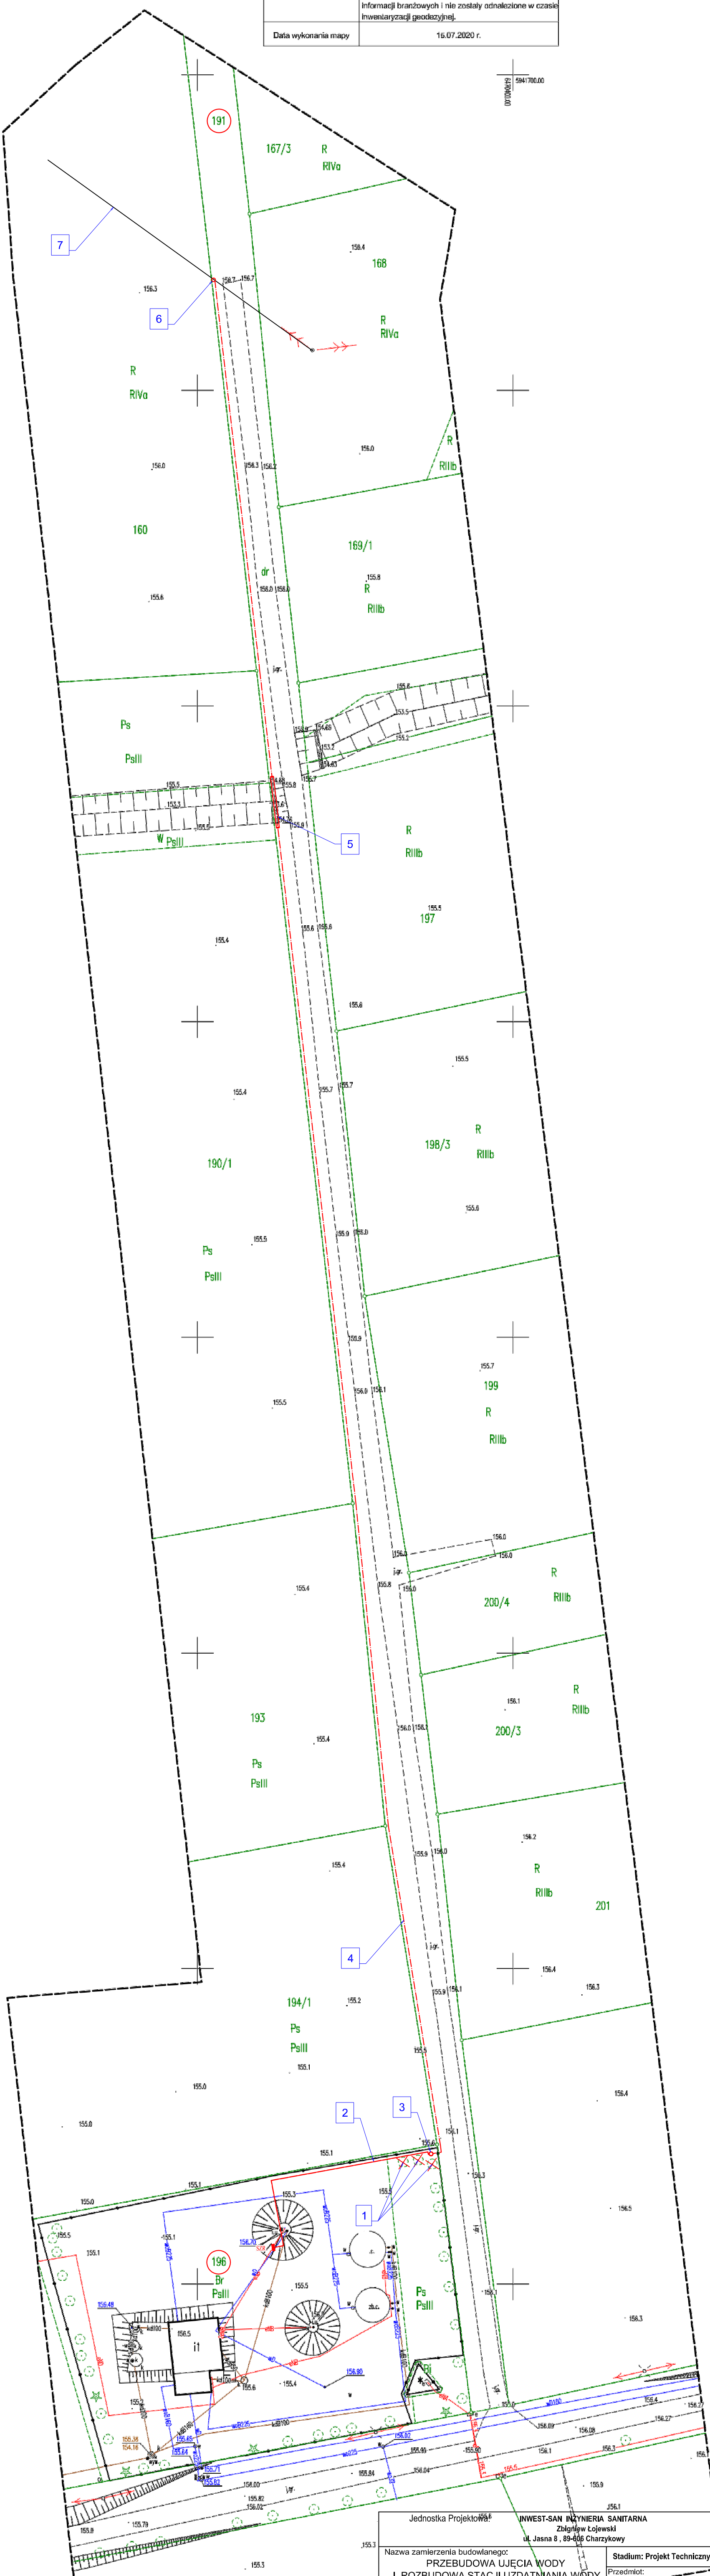

LEGENDA:

- Istniejące drzewa do wycinki wg. oddzielnego opracowania
- Proj. abonencka linia nN - YAKXS 4 x 120, L=38/43m
- Proj. abonencka st. tr. 15/0,4kV typu STNKu42-20/400
- Proj. abonencka linia kablowa SN - 3 x NA2XS(F)2Y 1x150/25mm², L=300/332m
- Rura osłonoowa gładka 160 - L=9m
- Proj. słup Ogo-13,5/15
- Ist. linia napowietrzna 15kV odg. kier. st. "Melanowo" nr 33510

Jednostka Projektowa		INWEST-SAN INŻYNIERIA SANITARNA Zbigniew Łojewski ul. Jasna 8, 89-606 Charzykowy	
Nazwa zamierzenia budowlanego: PRZEBUDOWA STACJI UJĘCIA WODY I ROZBUDOWA STACJI UZDATNIANIA WODY		Stadium: Projekt Techniczny	
Adres: Ogorzeliny, działki nr 191 i 196 jedn. ewid. : Chojnice Gm [220203_2] obręb ewid. : Ogorzeliny [0019]		Przedmiot: Projekt zagospodarowania terenu	
Inwestor: Gminny Zakład Gospodarki Komunalnej Sp. z o.o. ul. Drzymały 14, 89-620 Chojnice		Skala 1:500	Rys. nr 1
Projektanci: Projektant br. elektryczna Sprawdzający br.		Imię i nazwisko inż. Karol Goleblewski mgr inż. Rafał Kobierowski	Nr uprawnień POM/0179/PW/OE/08 POM/0181/PW/BE/19
		Specjalność Instalacje elektryczne	Podpis: Instalacje elektryczne