


Mapa sytuacyjno - wysokościowa do celów projektowych skala 1 : 500	
Opis obiektu	plan
Przebieg	Chojnice
Jednostka wykonawcza [u]	Chojnice - G. [202003_2]
Obiekt wykonawczy [u]	Moszczenica [2015]
Nr działki wykonawczej	342, 10/2-IP, 205/A, 149/I
Skala mapy	0, 200, 10, 20, 30, 990, 1000
Nazwa miejscowości (ulicy)	Moszczenica
Identyfikator zgłoszenia	6640.1334.2021
Wykonawca	USŁUGI GEODEZYJNE - KARTOGRAFICZNE mgr inż. Piotr Mielniczek ul. Włókna 10, 85-004 Chojnice tel. 518 100 100 WYKONANIE: SZYMON WIERNIK SPRAWOZDAWCA: KRZYSZTOF MAJERSKI UPRAWNIENIA NR 15395 G.C.K.
Układ współrzędnych prostokątnych płaskich	2000/78
Układ wysokości	PL-ETM2007-40
Legenda	zobacz mapę
Informacje dodatkowe	Granice nieruchomości zostały przyjęte z Cennika Gminy i Budynków nie dokonano ustaleń dotyczących granic nieruchomości Mapa została wykonana na podstawie danych geodezyjnych gminnych nie wykonano pomiarów terenowych i nie ustalono dokładności w terenie i nie ustalono
Data pomiaru / data opracowania mapy	14.10.2021 / 14.10.2021

Powiadzam, że niniejszy dokument został opracowany w oparciu o: - dane geodezyjne i kartograficzne, których rzetelność została pozytywnie weryfikowana przez Komisję Techniczną Województwa Pomorskiego, za pośrednictwem Świadczenia odpowiedzialności karnej za złożenie fałszywego oświadczenia.	Identyfikator zgłoszenia projektu geodezyjnego: 6640.1334.2021
Opis składowych części mapy: - plan sytuacyjny - plan wysokościowy	Stanowisko Chojnice Stacja Chojnice
Nazwa projektu geodezyjnego: - budowa sieci wodociągowej	Mapa sytuacyjno-wysokościowa
Data sporządzenia dokumentu: - 14.10.2021	Główny Kartała Nr uprawnień: 14459

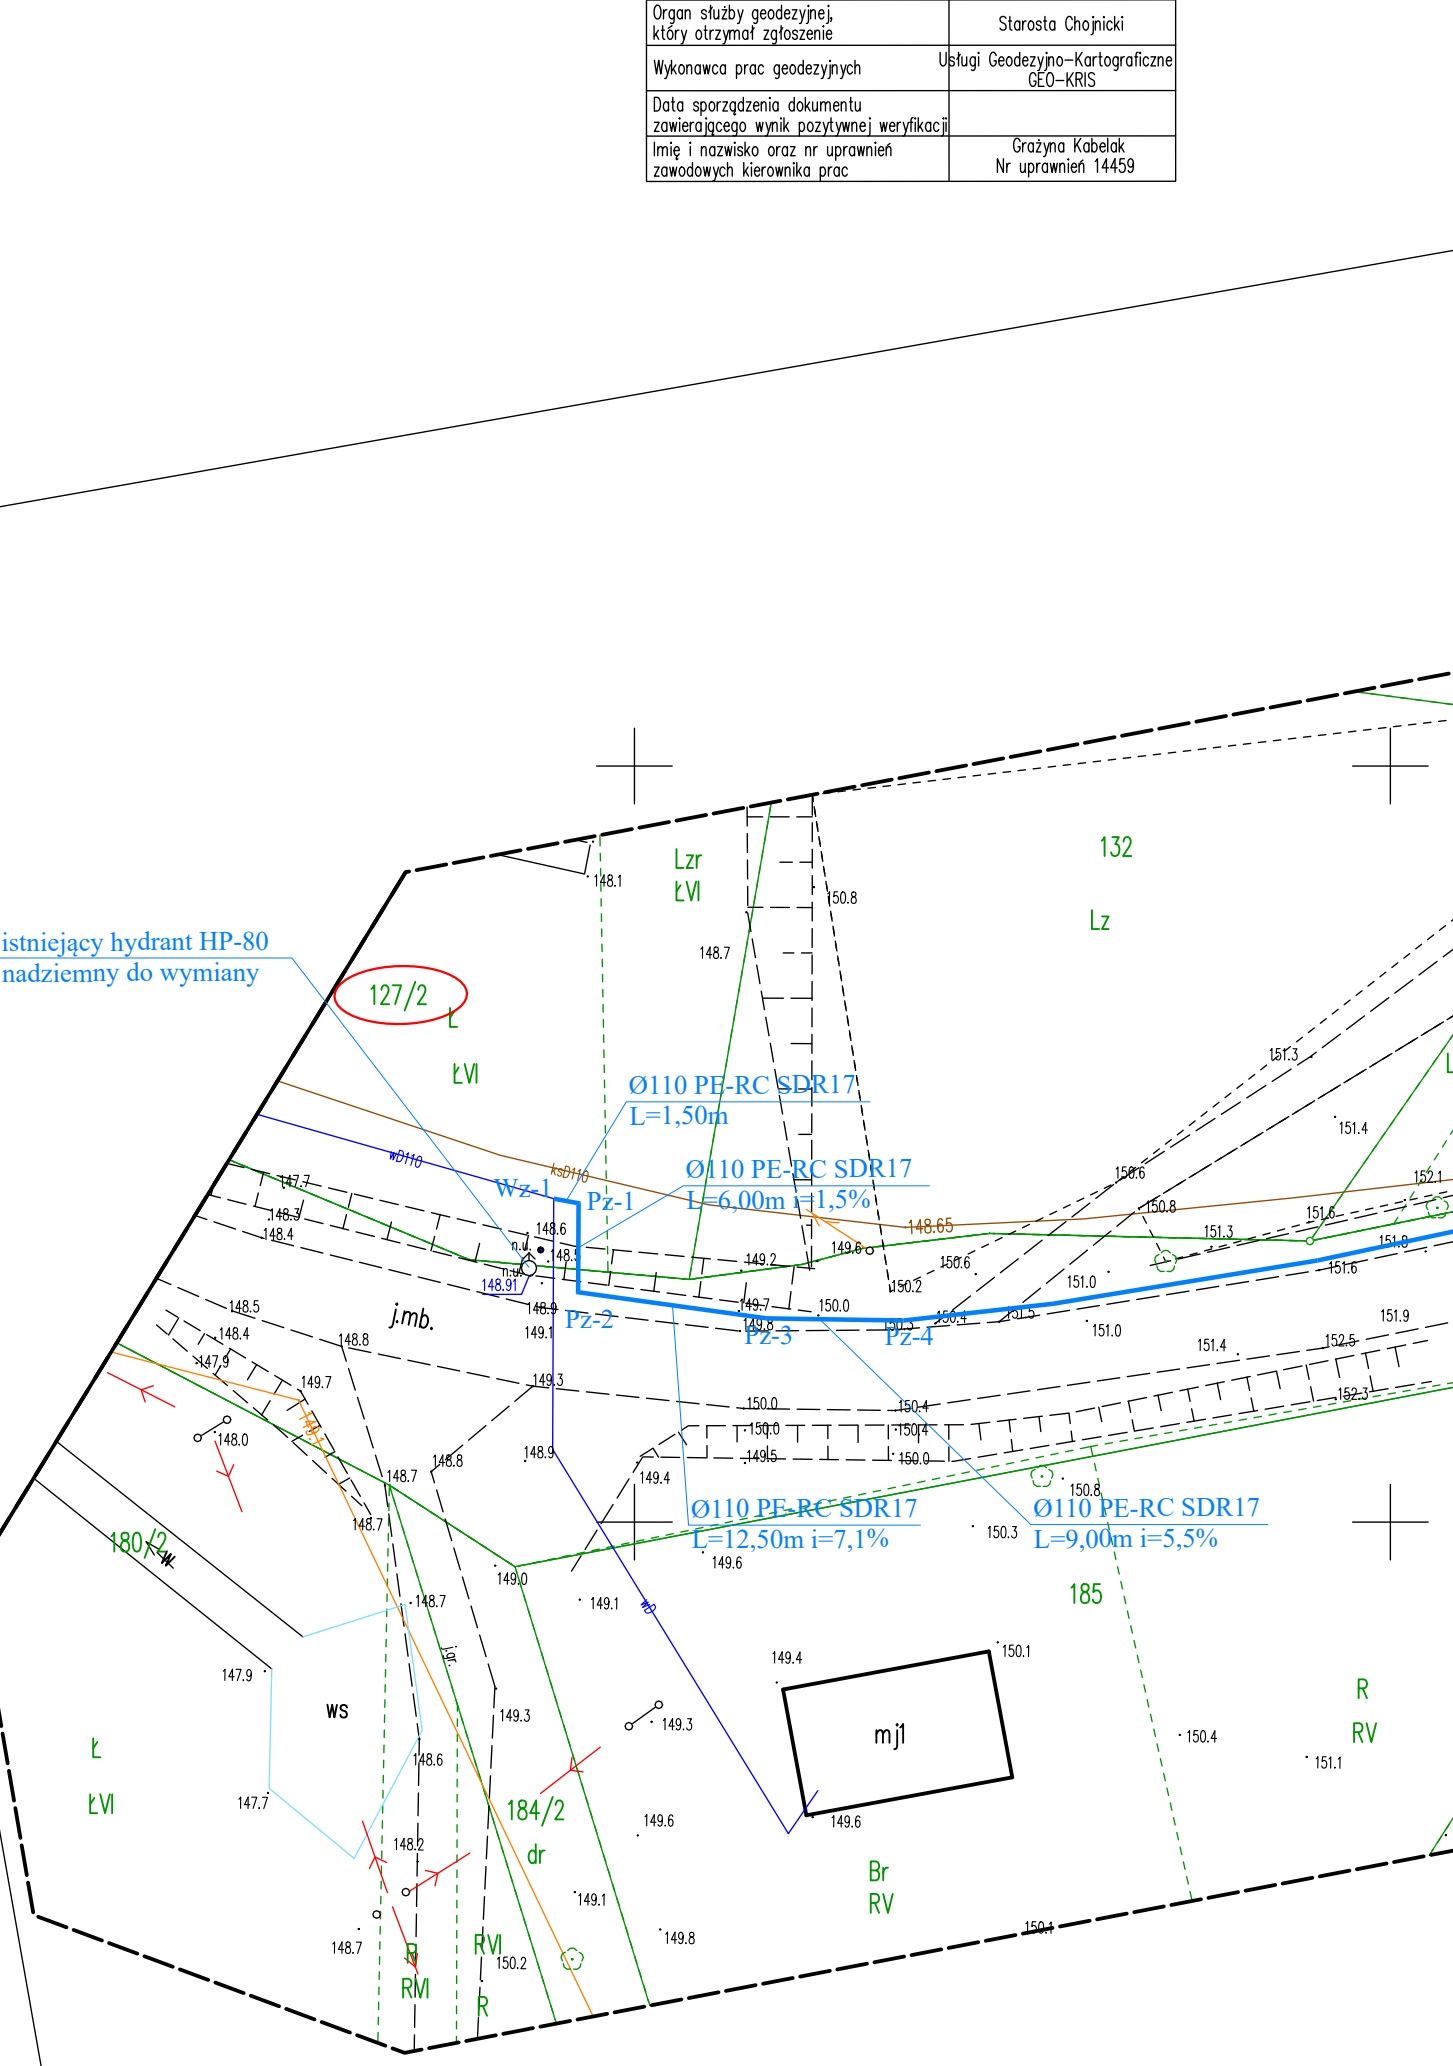

LEGENDA:

- Ø 110 PE** - projektowana sieć wodociągowa z rur wielowarstwowych PN10 , PE100-RC , SDR17 , Ø110/6,6mm
- wD110** - istniejąca sieć wodociągowa Ø110
- Nr dz** - oznaczenie działek objętych opracowaniem
- rura ochronna L=3,0m** - rura ochronna L=3,0m
- komora przewiertu sterowanego** - komora przewiertu sterowanego
- projektowany hydrant technologiczny podziemny DN80** - projektowany hydrant technologiczny podziemny DN80
- Zakres objęty pozwoleniem w gestii Wojewody Pomorskiego** - Zakres objęty pozwoleniem w gestii Wojewody Pomorskiego

Oświadczam, że projekt zagospodarowania opracowano na podstawie sytuacji - wysokościowej, która jest zgodna z oryginałem przyjętym do zaskożenia. Powołanego Oświadczenia Dokumentacji Geodezyjnej i Kartograficznej w Chojnicach, Protokołu pozytywnej weryfikacji nr 6640.1334.2021_20568 z dn. 26.10.2021r.

Jednostka Projektowa:	INWEST-SAN INŻYNIERIA SANITARNIA ul. Jana 8, 89-600 Chojnice
Nazwa zamawiaczki budowlanej:	Instytut Projektów Technicznych
Budowa sieci wodociągowej rozdzielczej	Moszczenica-Angowice
Adres: jedn. ewid. Chojnice Gmina [220203_2]	Projekt zagospodarowania terenu
obwód ewid.: Angowice [10011]	Skala: 1:500
Investor: Gmina Zamość Gospodarki Komunalnej Sp. z o.o.	Rys. nr 1
ul. Dąbrowska 14, 89-501 Chojnice	Data: 22.10.2021
Projektant:	mgr inż. Zbigniew Łopatecki
Projektant (zawartość):	mgr inż. Lukasz Janicki
Projektant (zawartość):	mgr inż. Lukasz Janicki
Projektant (zawartość):	mgr inż. Lukasz Janicki