

MAPA SYTUACYJNO-WYSOKOŚCIOWA
Do celów projektowych

woj. pomorskie
pow. chojnicki
gm. Chojnice
m. Zbeniny

KERG GN7431-2148/09

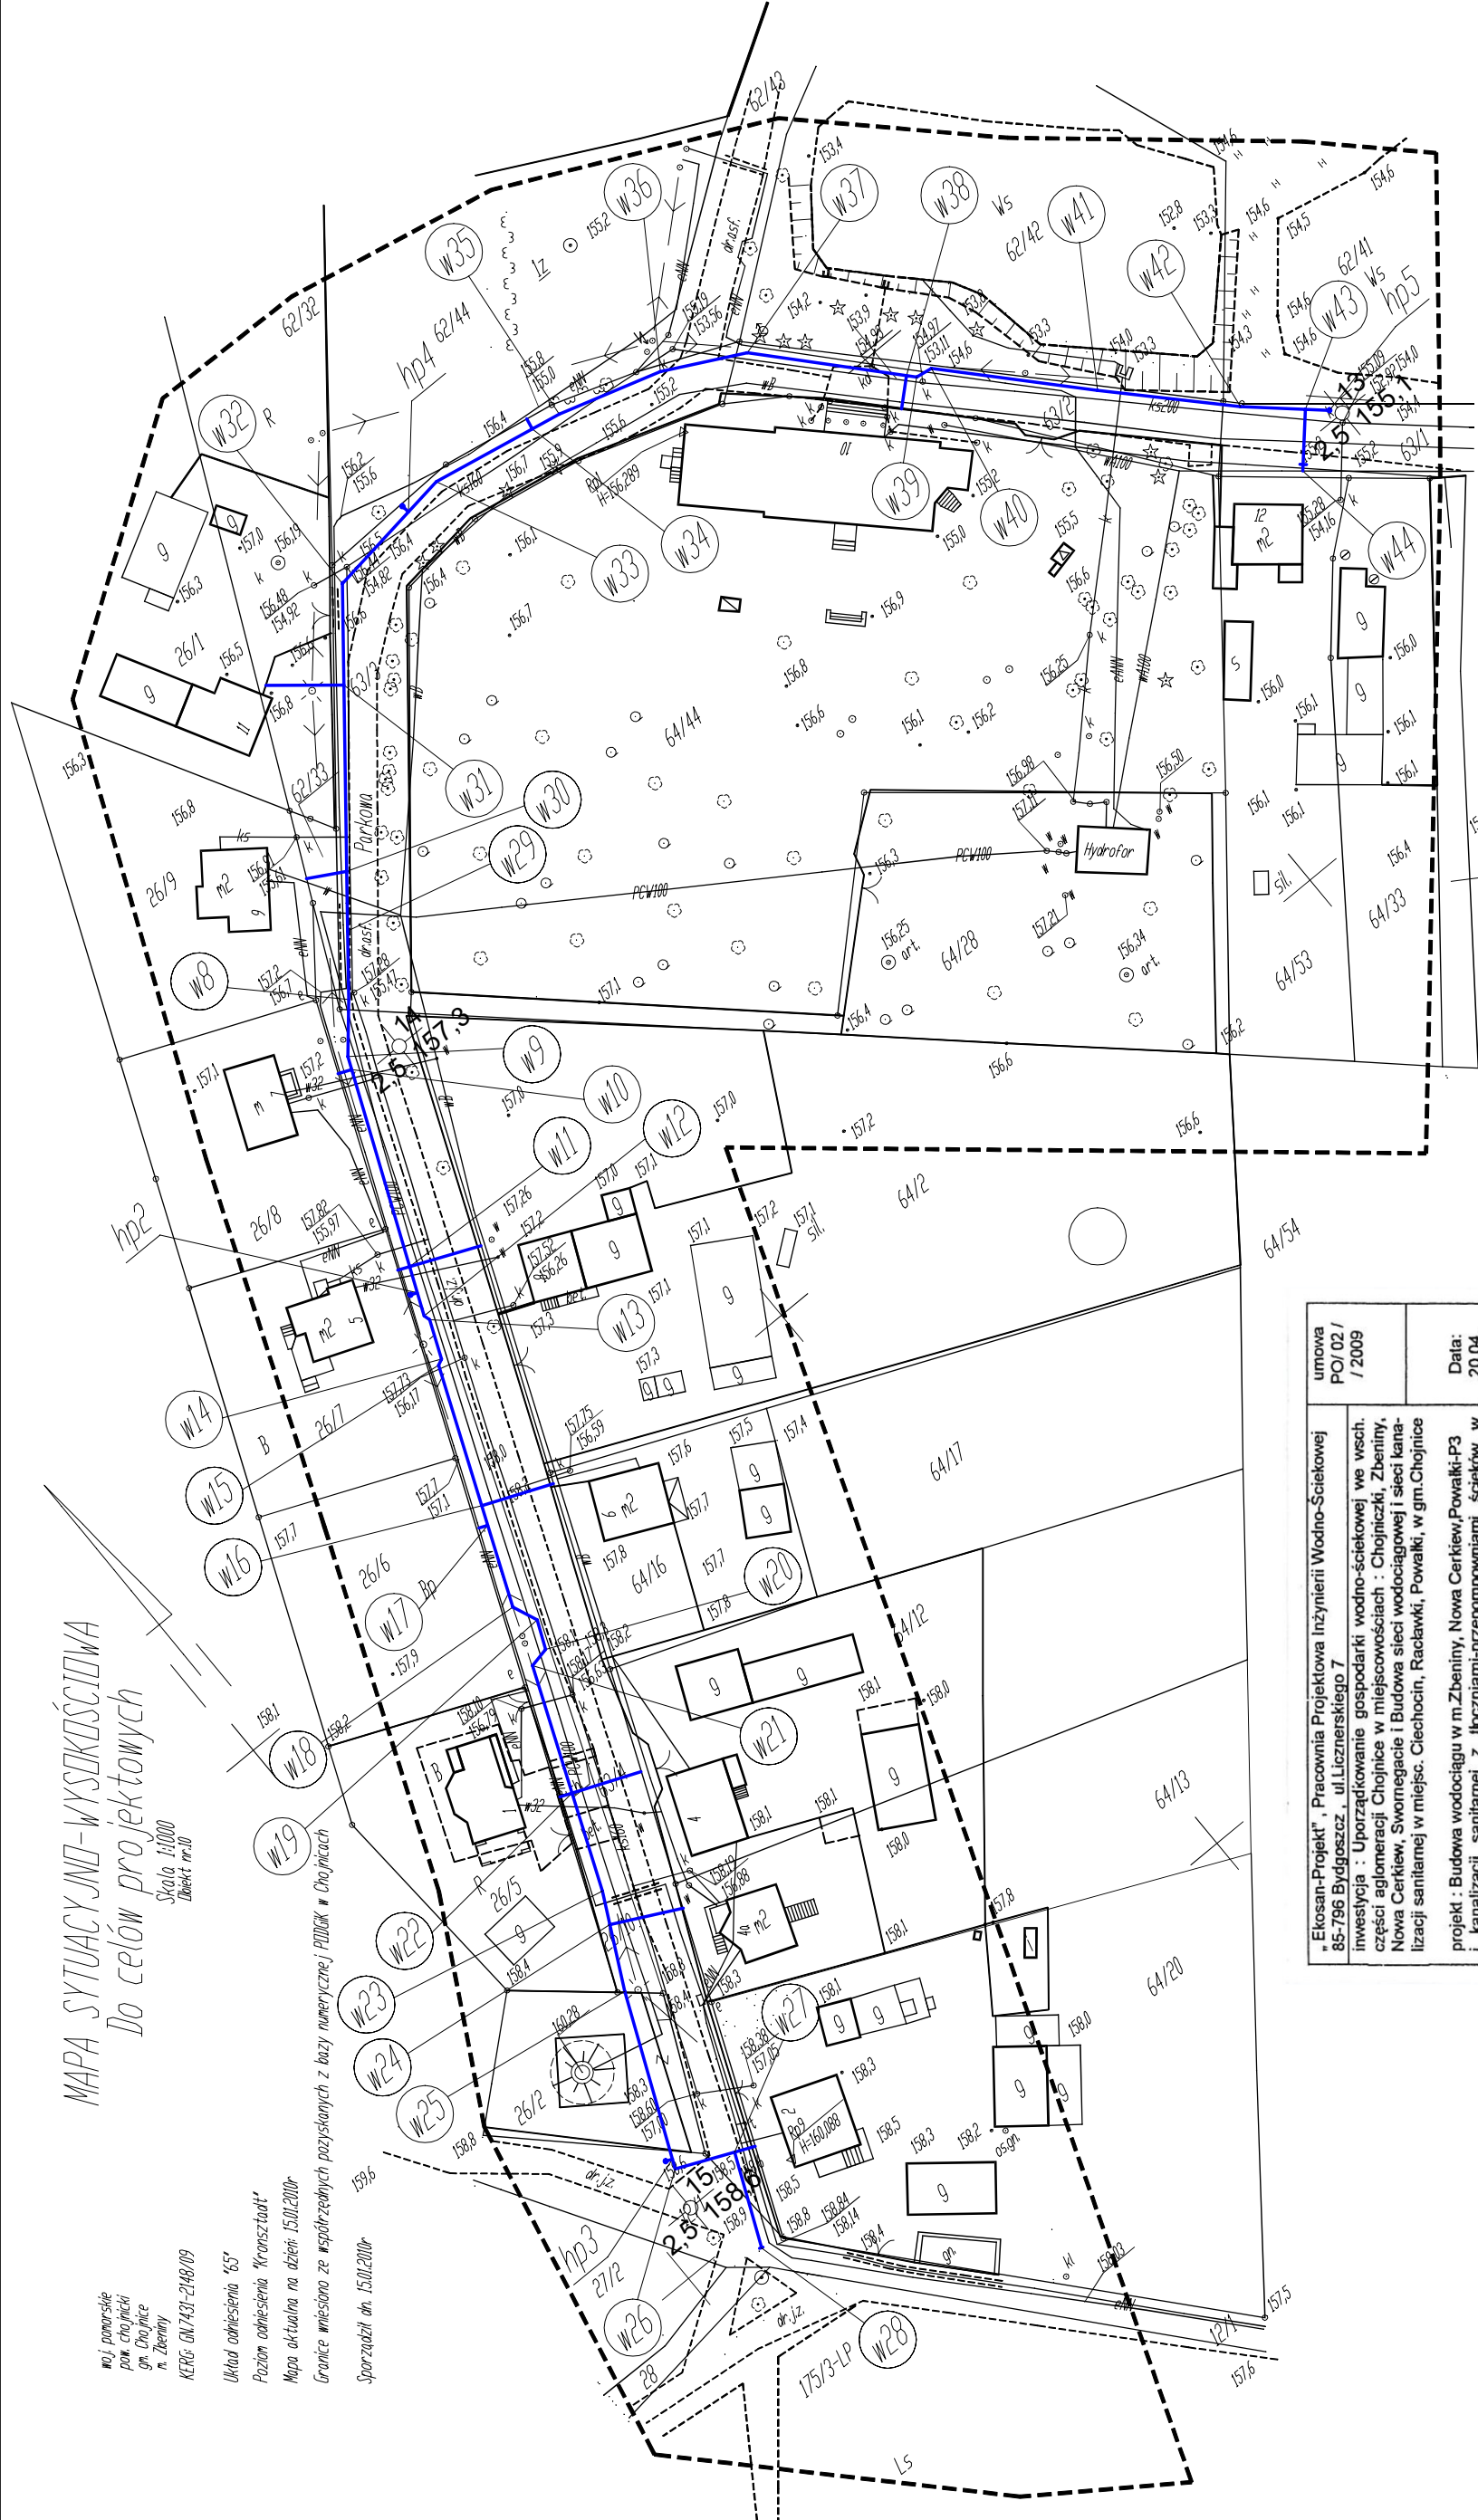
Układ odwiesienia 1:5

Plan odwiesienia "Kronsstaadt"

Mapa aktualna na dzień 15.01.2009

Granice wniesione ze współrzędnych pozyskanych z bazy numerycznej PBDK w Chojnicach

Sporządził dn. 15.01.2009



PROJEKT ZAGOSPODAROWANIA TERENU

SKALA 1 : 1000

 
 
 
ZBENINY

Legenda :

proj. wodociąg ø125mm PE

UWAGA:

- 1). Odcinek od w8 do w28, L=206,5m oraz od w8 do w44, L=230,0m wykonać jako przewiert sterowany z rur PE-TS ø125x11,4mm klasy 100, SDR 11, PN 16. Przyłącza wodociągowe do działek zlokalizowanych wzdłuż trasy proj. wodociągu na w.w odcinkach wykonać jako przewiert sterowany z rur PE-TS ø40x3,7mm klasy 100, SDR 11, PN 16
- 2). Projektuje się punktowe wykopy w miejscach włączenia przyłączy wodociągowych i hydrantów oraz w miejscu zamontowania zasuw odcinających

umowa POJ.02/ 7/2009	Data: 20.04. 2011.	Skala : 1:1000	Branża : wod-kan. i elektry- czna	Nr rys. 1
"Ekosan-Projekt", Pracownia Projektowa Inżynierii Wodno-Ściekowej 85-796 Bydgoszcz, ul.Licznarskiego 7				
inwestycja : Uporządkowanie gospodarki wodno-ściekowej we wsch. części aglomeracji Chojnice w miejscowościach : Chojnicki, Zbeniny, Nowa Cerkiew, Swonogacie i Budowa sieci wodociągowej i sieci kana- lizacji sanitarnej w miejsc. Ciechocin, Racławki, Powalki, w gm. Chojnice				
projekt : Budowa wodociągu w m. Zbeniny, Nowa Cerkiew, Powalki-P3 i kanalizacji sanitarnej z tłoczniami-przepompowniami ścieków w m. Ciechocin-C2, Racławki-R1, Powalki-P1, Powalki-P2, Powalki-P3, Chojnicki-HC1, Chojnicki-P26, Swonogacie-SG1 oraz lokalnej oczyszczalni ścieków w miejscowości Ciechocin-C1				
Treść rysunku : Sieć wodociągowa i kanalizacyjna				
projektant branża wod-kan. technologia	mgr inż. Leszek upr.spec.instal.inżynier. - woj. bydgoski GP-KZ-7342/128/91, UAN-KZ-7342/325/94			
asystent proj. wod-kan	mgr inż. Anna Sprawa			
sprawił branża wod-kan. technologia	mgr inż. Maria Langner upr.spec.instal.inżynier. - woj. bydgoski NB-7210/3/79 UAN-KZ 7342/21/94			
projektant branża elektryczna	inż. Ryszard Augustyk upr. ST 199 / 74			
sprawił branża elektryczna	mgr inż. Roman Kempa upr. GT-III-7210/14/77	