


wykonać jako przewiert sterowany z rur PE-TS ø40x3.7mm, klasy 100, SDR 11, PN 16

ø90x5.4mm PE-HD, klasa 100
SDR 17, PN 10

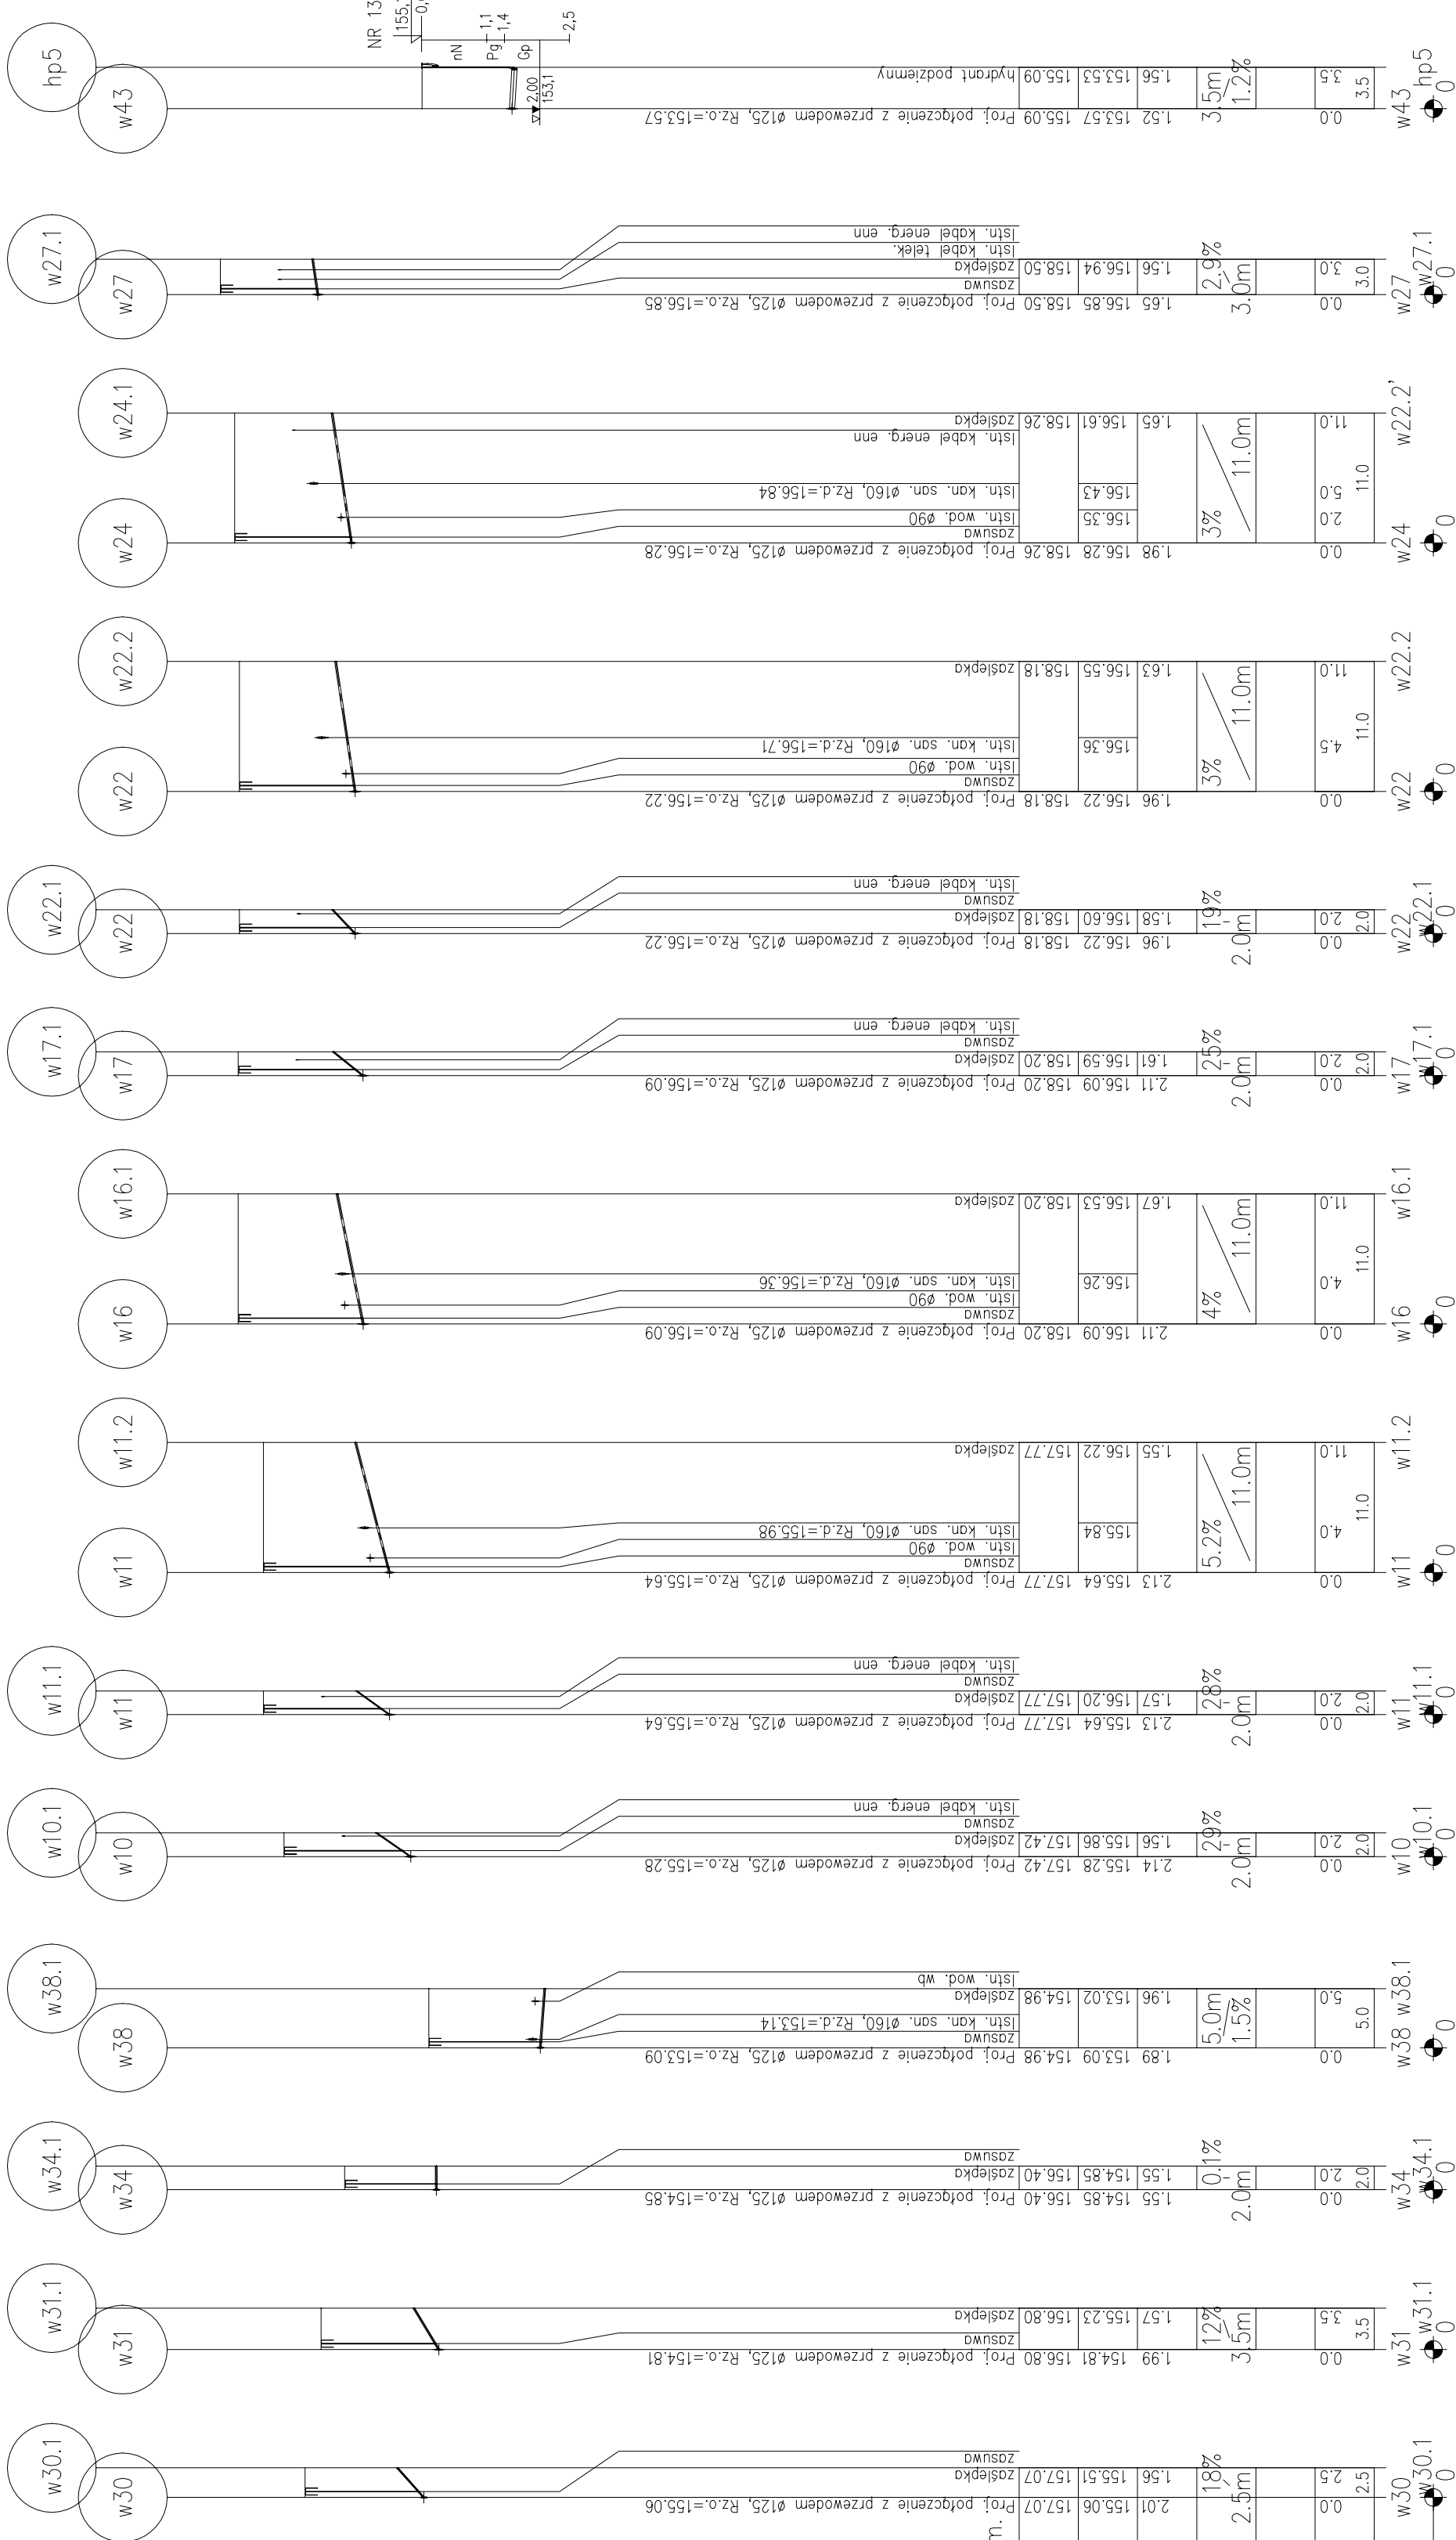

Profile podłużne
przyłączy wodociągowych
—m.Zbeniny
skala 1:100/500

UWAGA:

- 1). Nad projektowanym wodocigiem w odległości 0,5m od wierzchu rury PE należy umieścić taśmę sygnalizacyjną w kolorze niebieskim. Do górnej tworzącej należy zamocować drut sygnalizacyjny, miedziany D16 z wyprowadzeniem do skrzynek do zasuw i hydrantów.

POZIOM PORÓWNAWCZY

RZĘDNA TERENU ISTN.

RZĘDNA OSI RUROCIĄGU

ZAGŁĘBNIENIE OSI RUROCIĄGU

SPADKI, DŁUGOŚCI

ŚREDNICA, MATERIAŁ

ODLEGŁOŚCI

HEKTOMETRY

Ekosan-Projekt", Pracownia Projektowa Inżynierii Wodno-Ściekowej 85-796 Bydgoszcz, ul.Liczenckiego 7	umowa PO/02/ /2009	
	inwestycja : Uprządkowanie gospodarki wodno-ściekowej we wsch. części aglomeracji Chojnice w miejscowościach : Chojniczki, Złeniny, Nowa Cerkiew, Swonogacie i Budowa sieci wodociągowej i sieci kanalizacji sanitarnej w miejsc. Cieshochin, Rackawó, Powalki, w gm.Chojnice	
	projekt : Budowa wodociągu w m.Zbeniny, Nowa Cerkiew,Powalki-P3 i kanalizacji sanitarnej z łączniami-przeponowaniami ścieków w m.Cieshochin-C2, Rackawó-R1, Powalki-P1, Powalki-P2, Powalki-P3, Chojniczki-HC1, Chojniczki-P26, Swonogacie-SG1 oraz lokalnej oczyszczalni ścieków w miejscowości Cieshochin-C1	
	Treść rysunku : Sieć wodociągowa i kanalizacyjna	
projektant branża : wod-kan., technologia	mgr inż.Leszek upr.spec.instal-inżynier. GP-KZ-7342/128/91, UAN-KZ-7342/325/94	Skala : 1:1000
asystent proj. wod-kan	mgr inż. Anna Sprawa	Branża : wod-kan. i elektryczna
sprawił branża : wod-kan. technologia	mgr inż. Maria Langner upr.spec.instal-inżynier. - woj. bydgoski NB-72103/79 UAN-KZ 7342/21/94	Nr rys.
projektant branża : elektryczna	inż.Ryszard Auguśko upr. ST 199 /74	3
sprawił branża : elektryczna	mgr inż. Roman Kempa upr. GT-III-721014/77	