


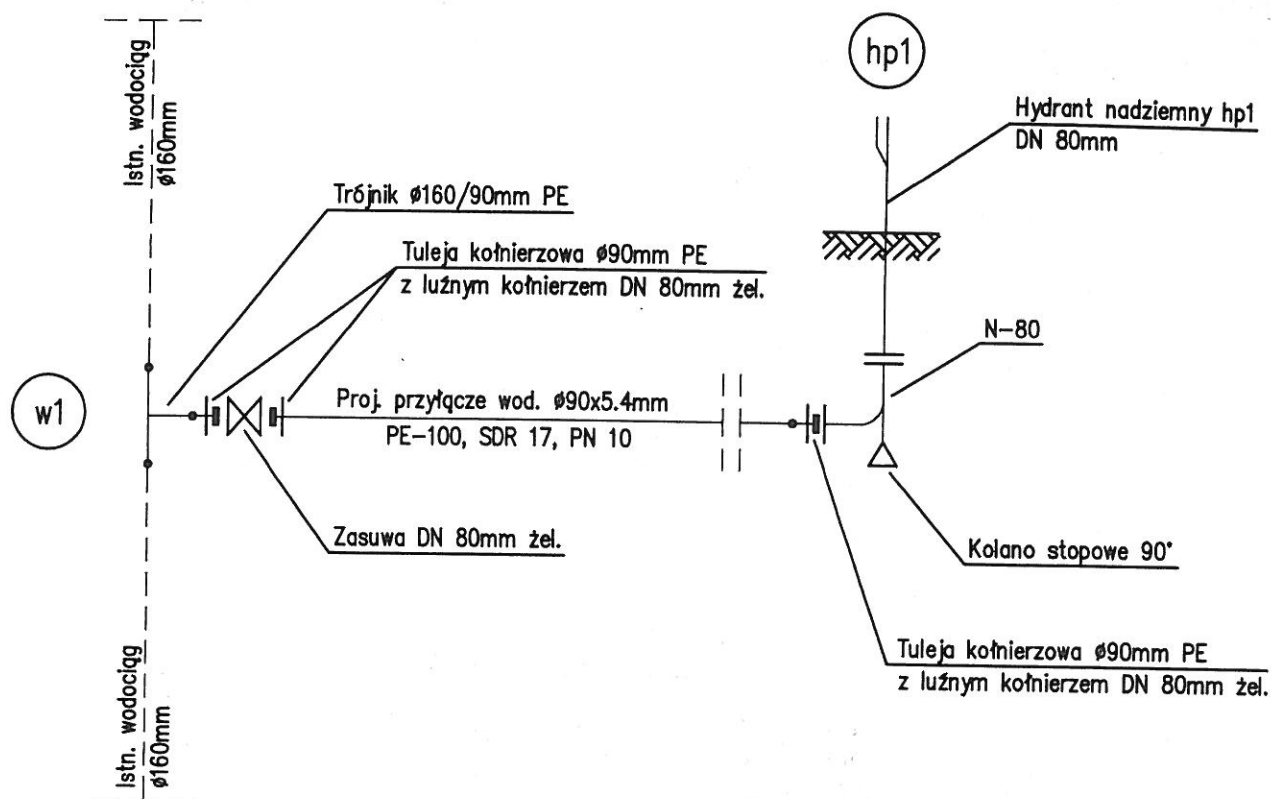

Schemat montażowy
hydrantu

„Ekosan-Projekt”, Pracownia Projektowa Inżynierii Wodno-Ściekowej 85-796 Bydgoszcz, ul. Licznarskiego 7			umowa PO/ 02 / / 2009
inwestycja : Uporządkowanie gospodarki wodno-ściekowej we wsch. części aglomeracji Chojnice w miejscowościach : Chojniczki, Zbeniny, Nowa Cerkiew, Swornegacie i Budowa sieci wodociągowej i sieci kanalizacji sanitarnej w miejsc. Ciechocin, Raclawki, Powalki, w gm. Chojnice			Data: 20.04. 2011.
projekt : Budowa kanalizacji sanitarnej z przyłączami oraz lokalnej oczyszczalni ścieków w miejscowości Ciechocin-C1			
Treść rysunku : Sieć wodociągowa i kanalizacyjna			
projektant branża wod-kan, technologia	mgr inż. Leszek Sprawa upr. spec. instal-inżynier. – woj. bydgoski GP-KZ-7342/128/91, UAN-KZ-7342/325/94		Skala : 1:1000
asystent proj. wod-kan	mgr inż. Anna Sprawa		Branża : wod-kan. i elektryczna
sprawił branża wod-kan, technologia	mgr inż. Maria Langner upr. spec. instal-inżynier. – woj. bydgoski NB-7210/3/79 UAN-KZ 7342/21/94		
projektant branża elektryczna	inż. Ryszard Auguścik upr. ST 199 / 74		Nr rys. 4
sprawił branża elektryczna	mgr inż. Roman Kempa upr. GT-III-7210/14/77		