

PROJEKT ZAGOSPODAROWANIA TERENU SKALA 1:500
REMONT SIECI KANAIZACYJNEJ



LEGENDA:

- $\varnothing 90-225\text{ PE}$ - Projektowana sieć wodociągowa $\varnothing 90-225\text{ PE}$ (przewiert sterowany) wg odrębnego opracowania
- $\varnothing 40\text{ PE}$ - Projektowane przyłącza wodociągowe $\varnothing 40\text{ PE}$ wg odrębnego opracowania
- $\varnothing 160 \times 4,7\text{ PVC, SN8}$ - Projektowane przyłącze kanalizacji sanitarnej $\varnothing 160 \times 4,7\text{ PVC, SN8}$
- Sk $\odot$ - Projektowana wymiana studni - $\varnothing 1200$ żelbet C35/45 łączone na uszczelkę z dnem monolitycznym np. typu SIENKIEWICZ
- Szb $\odot$ - Projektowane studnie $\varnothing 315\text{ PE/PVC}$ z zasuwą burzową

Mapa do celów projektowych	
Skala	1:500
Województwo	pomorskie
Powiat	chojnicki
Gmina	Chojnice
Obręb ewidencyjny [id]	Swonogacie [220203_2.0026]
Nazwa miejscowości	Swonogacie
Identyfikator zgłoszenia	6640.3088.2023
Układ wsp. prostokątnych płaskich	2000/18
Układ wykadki	PL-EW6 2007-NH
Wykonawca	Usługi Geodezyjne - Kartograficzne GEO - KRS
	ul. Wicka Rogali 13, 89-604 Chojnice tel. 608 - 686 - 455
Legenda	Wykonat: Rafał Szczepański
	Kierownik pracy: Grażyna Kabelak Uprawnienia nr 14459
Data opracowania mapy	
27.11.2023	

Poświadczam, że niniejszy dokument został opracowany w wyniku prac geodezyjnych i kartograficznych, których rezultaty zawiera powyższe zarysowanie operacji technicznej. Jednocześnie informuję, że jestem świadomy odpowiedzialności karnej za złożenie fałszywego oświadczenia.

Identyfikator zgłoszenia prac geodezyjnych: 6640.3088.2023

Organ służby geodezyjnej, który otrzymał zgłoszenie: Starosta Chojnicki


Wykonawca prac geodezyjnych: Usługi Geodezyjno-Kartograficzne GEO-KRS

Numer oraz data sporządzenia dokumentu: 6640.3088.2023_30740

zawierającego wynik powyższej weryfikacji: 18.02.2024

Imię i nazwisko oraz nr uprawnień: Grażyna Kabelak

zawodowych kierownika prac: Nr uprawnień 14459

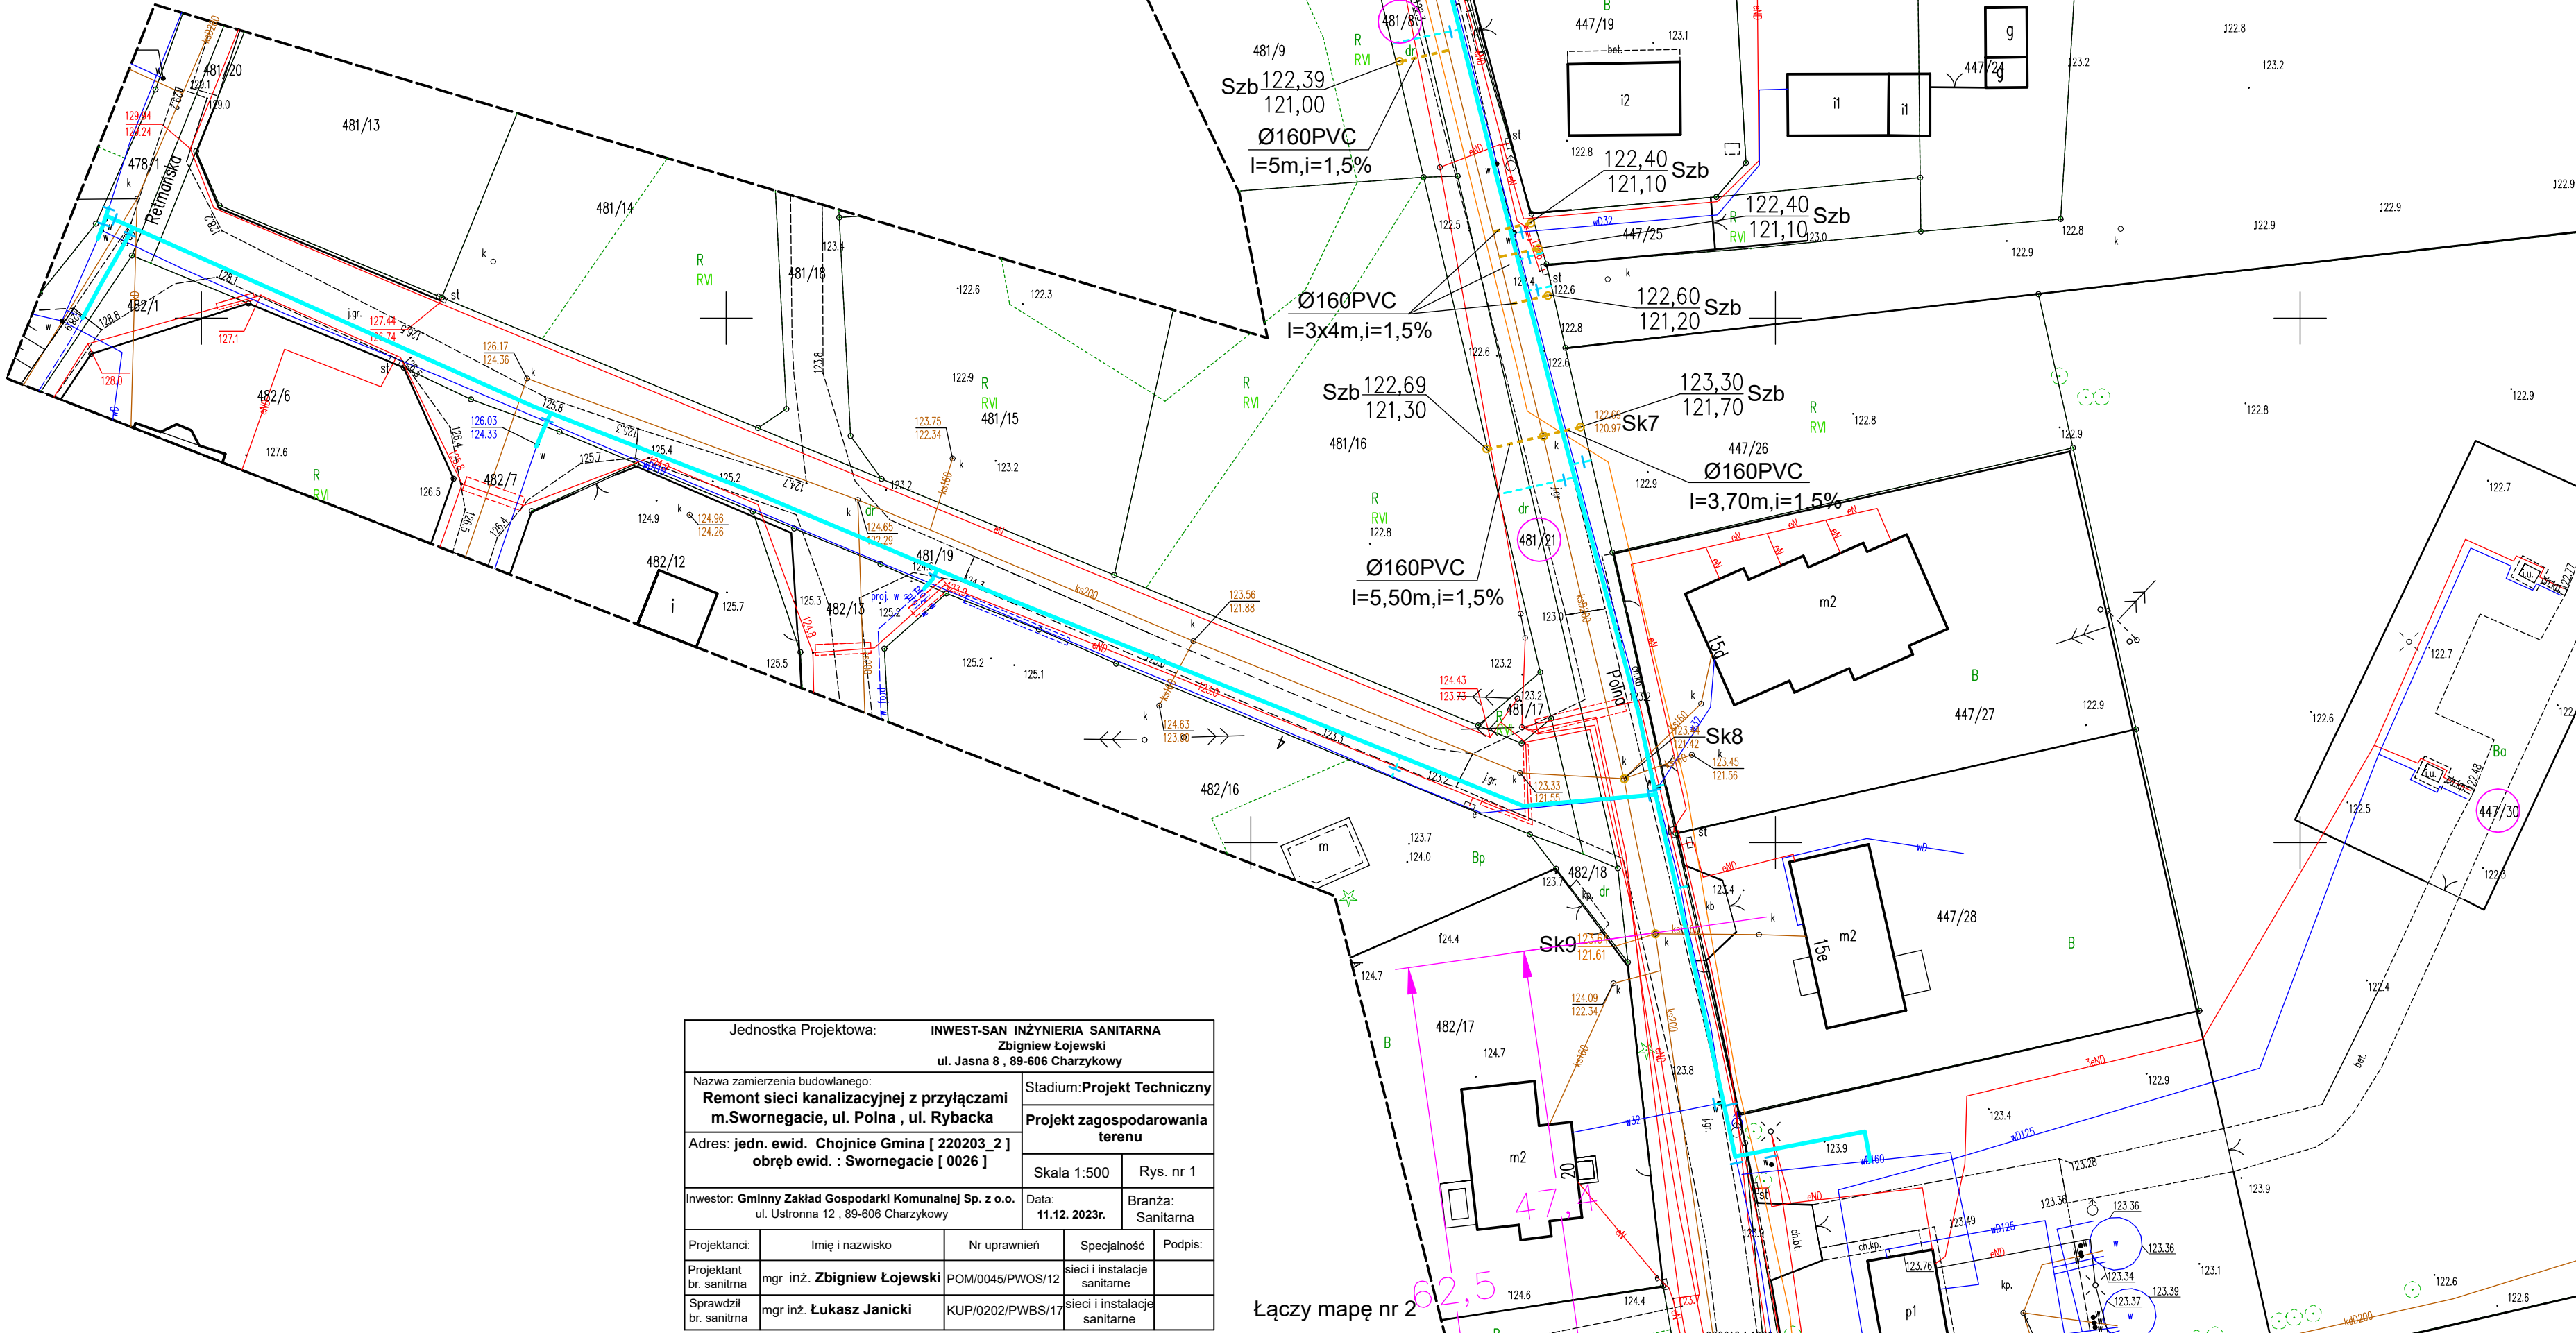

Jednostka Projektowa: INWEST-SAN INŻYNIERIA SANITARNA	
ul. Jasna 8, 89-606 Charyzów	
Nazwa zamierzenia budowlanego: Remont sieci kanalizacyjnej z przyłączami m. Swonogacie, ul. Polna, ul. Rybacka	
Adres: jedn. ewid. Chojnice Gmina [220203_2]	
obręb ewid. : Swonogacie [0026]	
Inwestor: Gminny Zakład Gospodarki Komunalnej Sp. z o.o. ul. Ułusowa 12, 89-606 Charyzów	
Projektant: mgr inż. Zbigniew Łojewski	
Sprawdził: mgr inż. Łukasz Janicki	
Data: 11.12.2023r.	
Skala: 1:500	
Rys. nr 1	
Branża: Sanitarna	
Specjalność: Instalacje sanitarne	
Podpis: [Podpis]	

Łączy mapę nr 2